


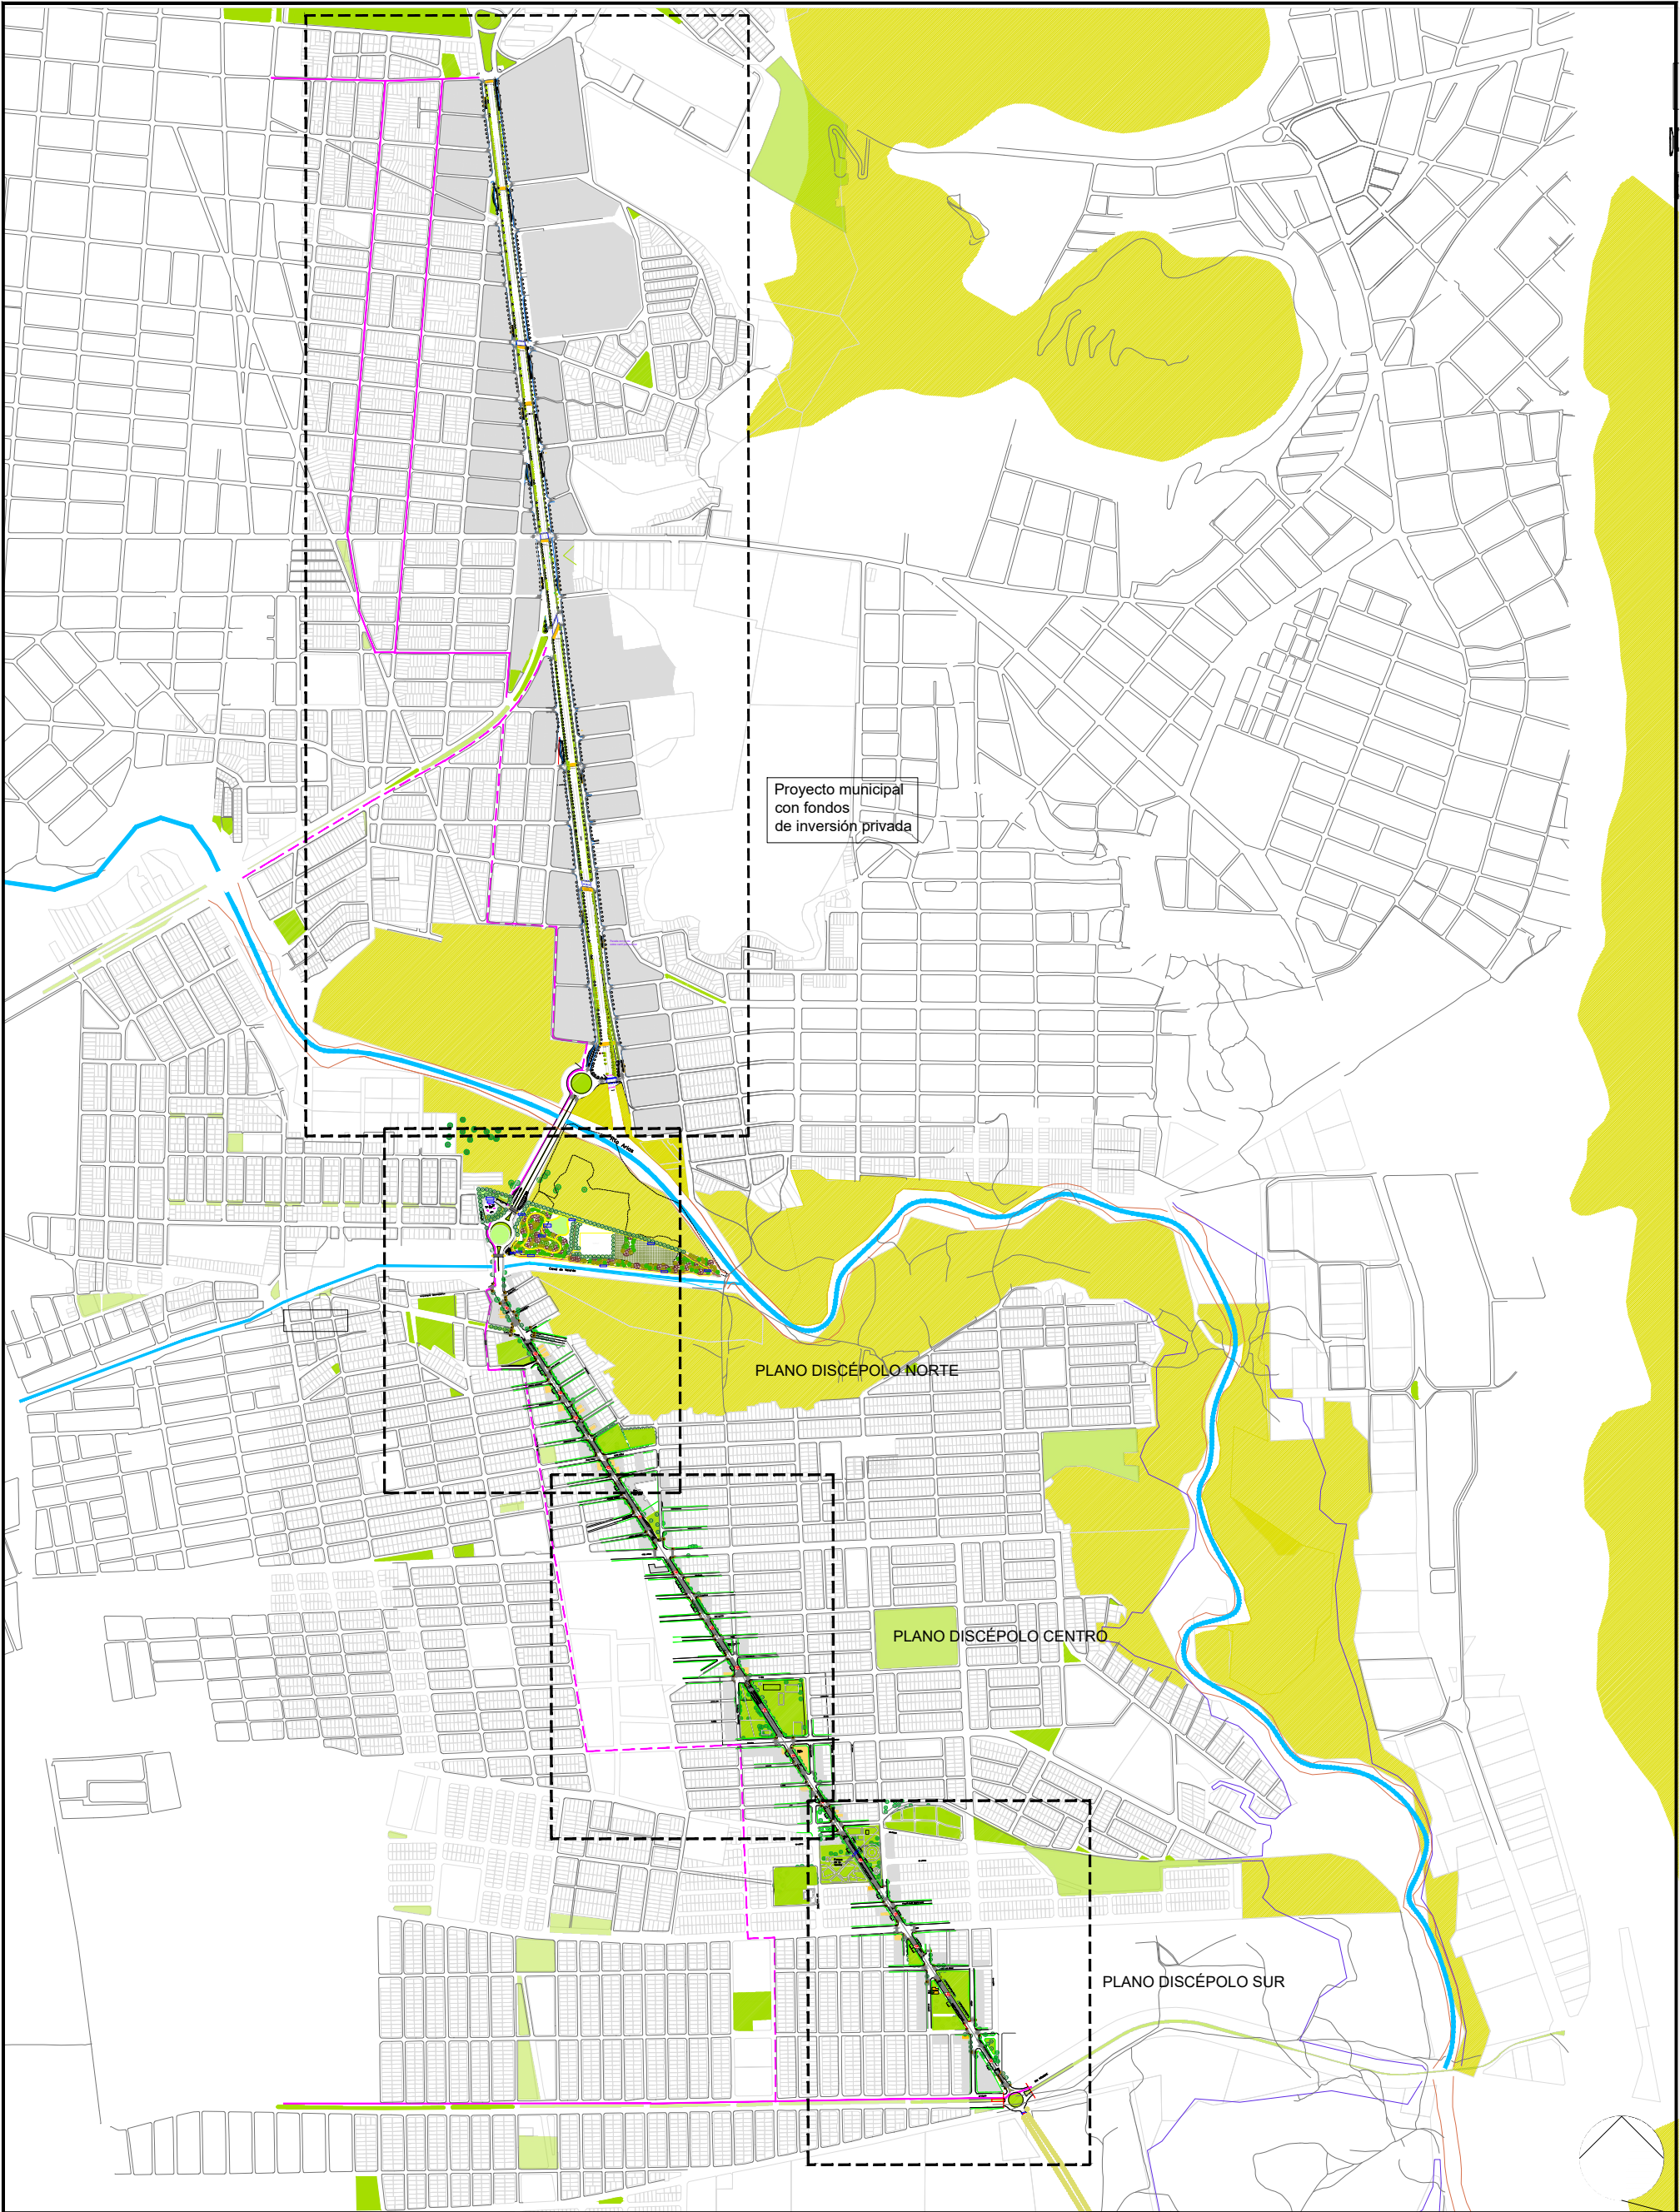

MUNICIPALIDAD DE LA CIUDAD DE SALTA



Fecha: AGOSTO 2025

Intendente: EMILIANO DURAN

Anteproyecto

Corredor verde bajo en emisiones

Av. Discépolo

Escala:


PLANO DE : Plano de conjunto

UBICACION : Avenida Discépolo

PLANO Nº

01

- Luminaria existente
- Luminaria propuesta
- Locales comerciales/públicos
- Área de influencia
- Árboles existentes
- Árboles propuestos
- Demarcación horizontal
- Ciclorutas
- Estaciones
- Paradas intermedias
- Señalética vertical
- Rampas peatonales
- Semáforo existente
- Semáforo propuesto

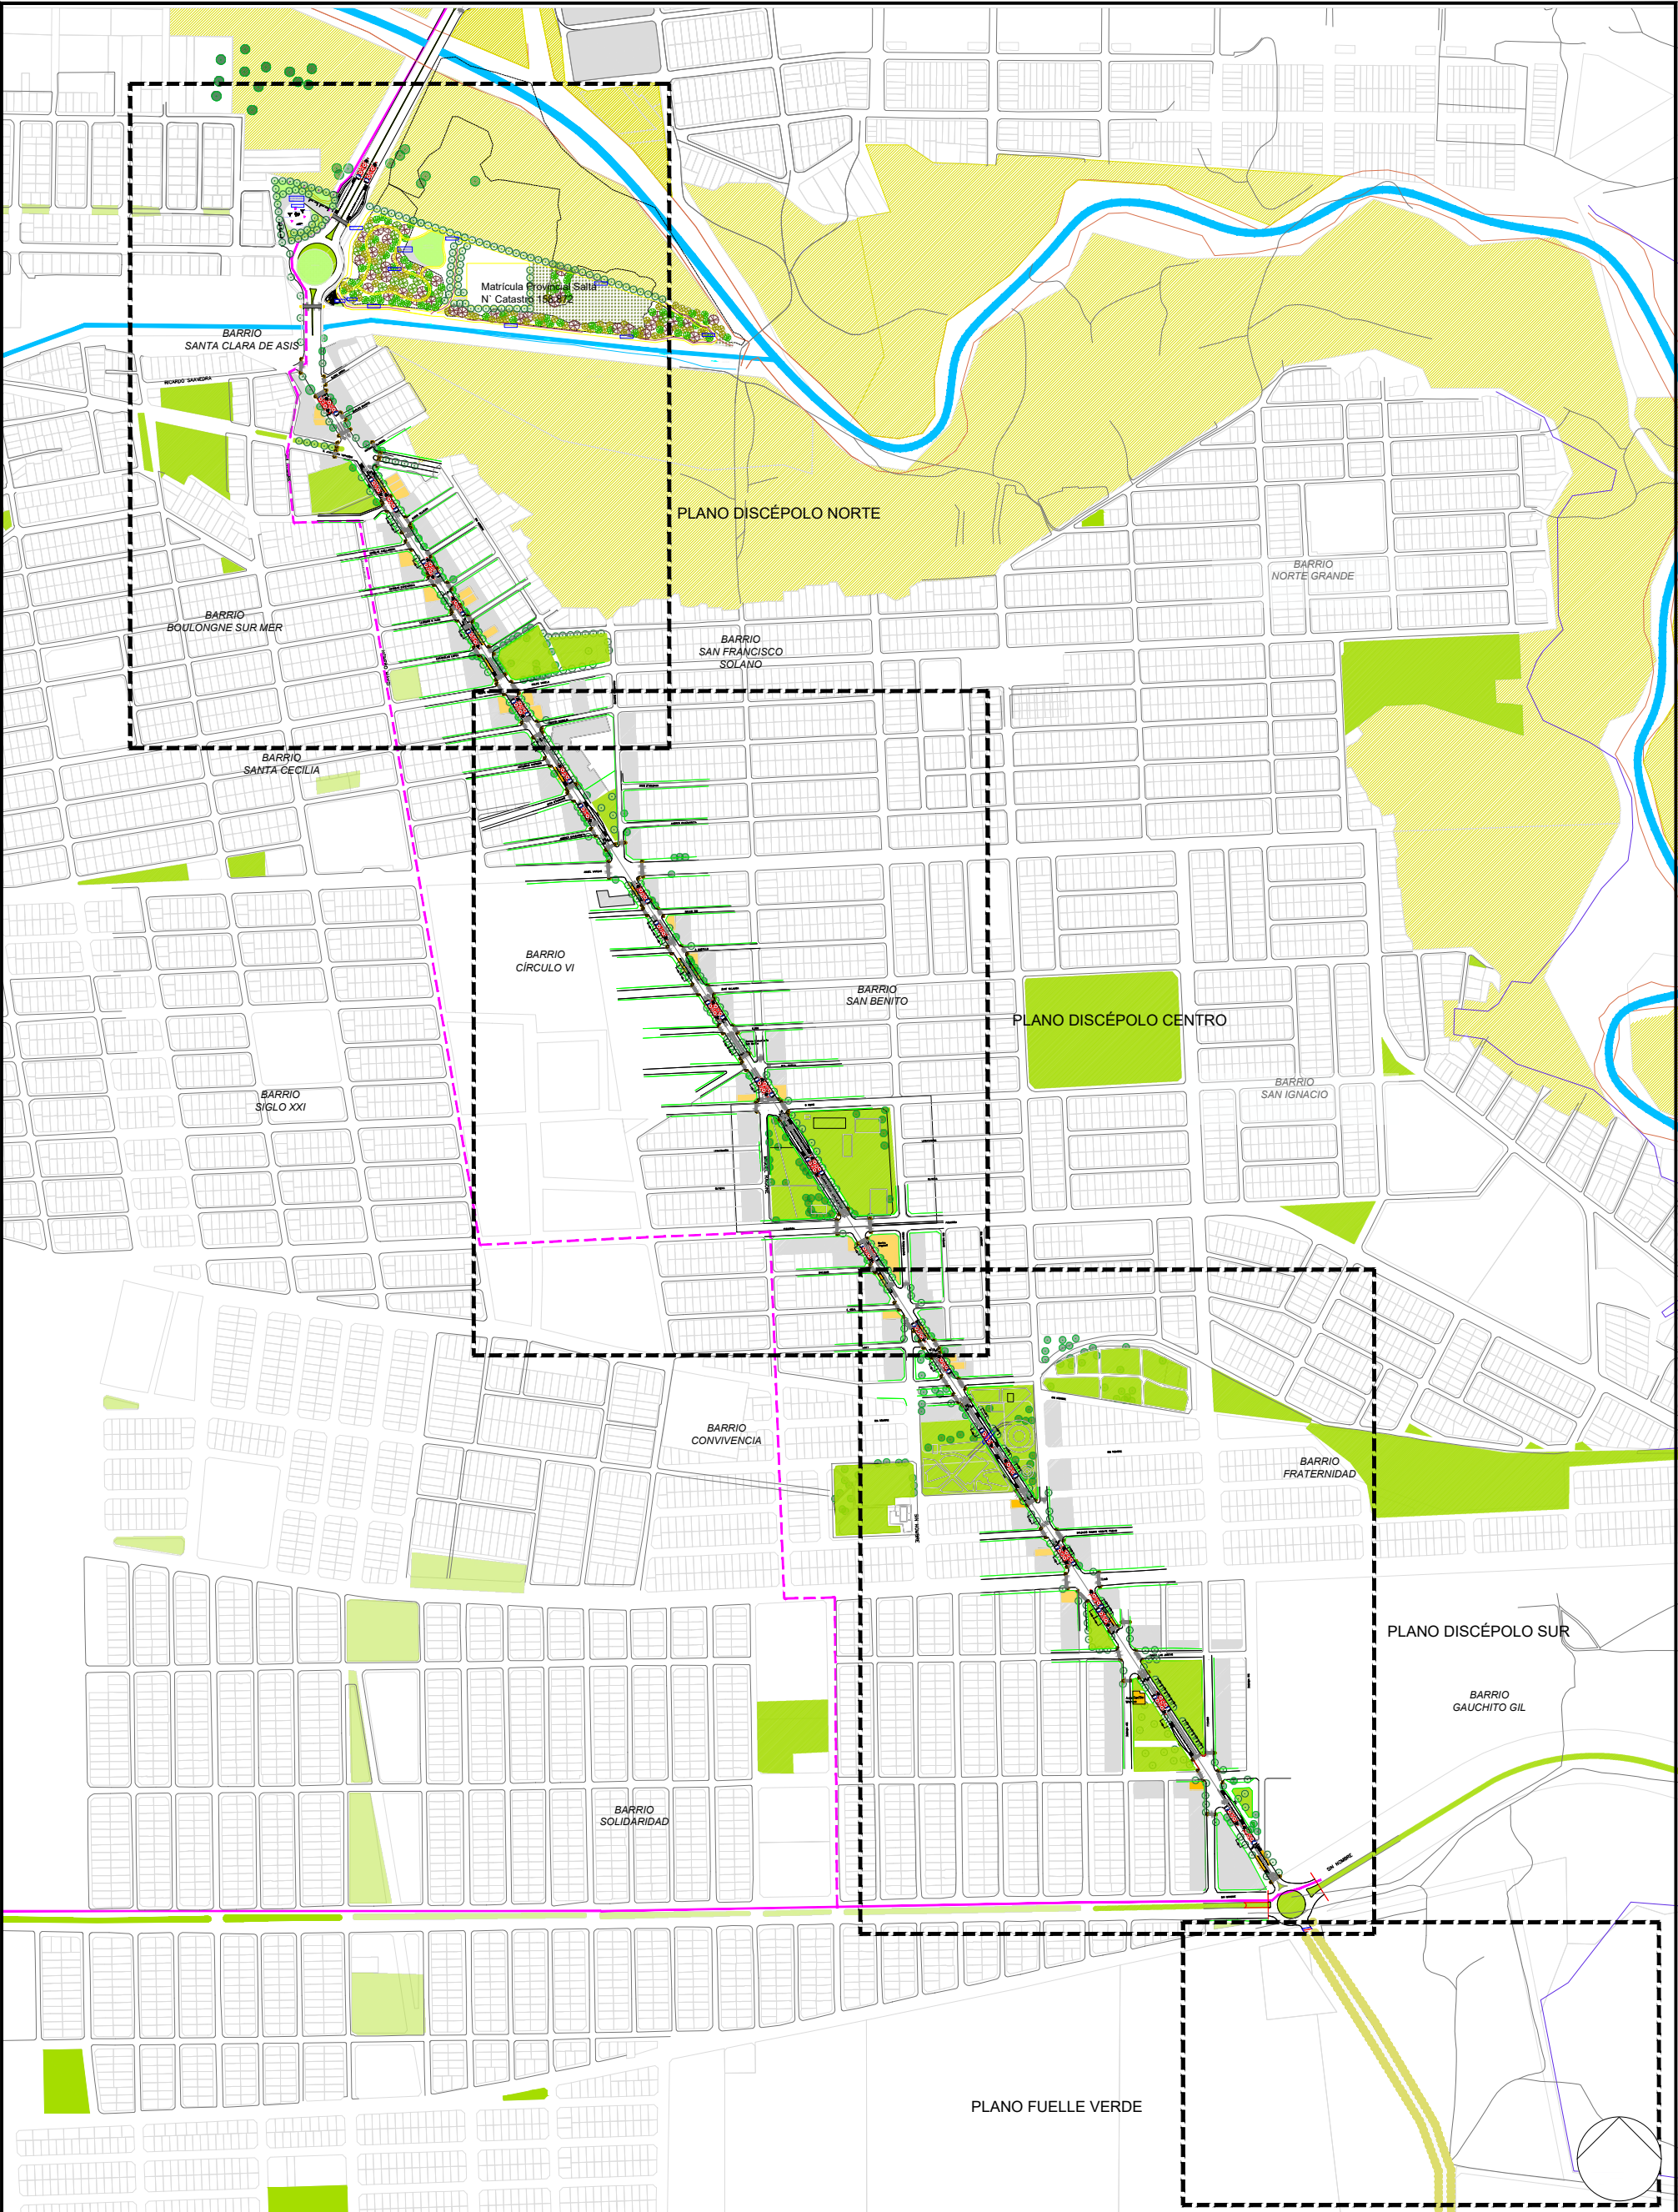

MUNICIPALIDAD DE LA CIUDAD DE SALTA



Fecha: AGOSTO 2025
Anteproyecto
Corredor verde bajo en emisiones
Av. Discépolo
Escala:


Intendente: EMILIANO DURAN

PLANO DE : Plano Discépolo
UBICACION : Avenida Discépolo

PLANO Nº

02

- Luminaria existente
- Luminaria propuesta
- Locales comerciales/públicos
- Área de influencia
- Árboles existentes
- Árboles propuestos
- Demarcación horizontal
- Ciclorutas
- Estaciones
- Paradas intermedias
- Señalética vertical
- Rampas peatonales
- Semáforo existente
- Semáforo propuesto

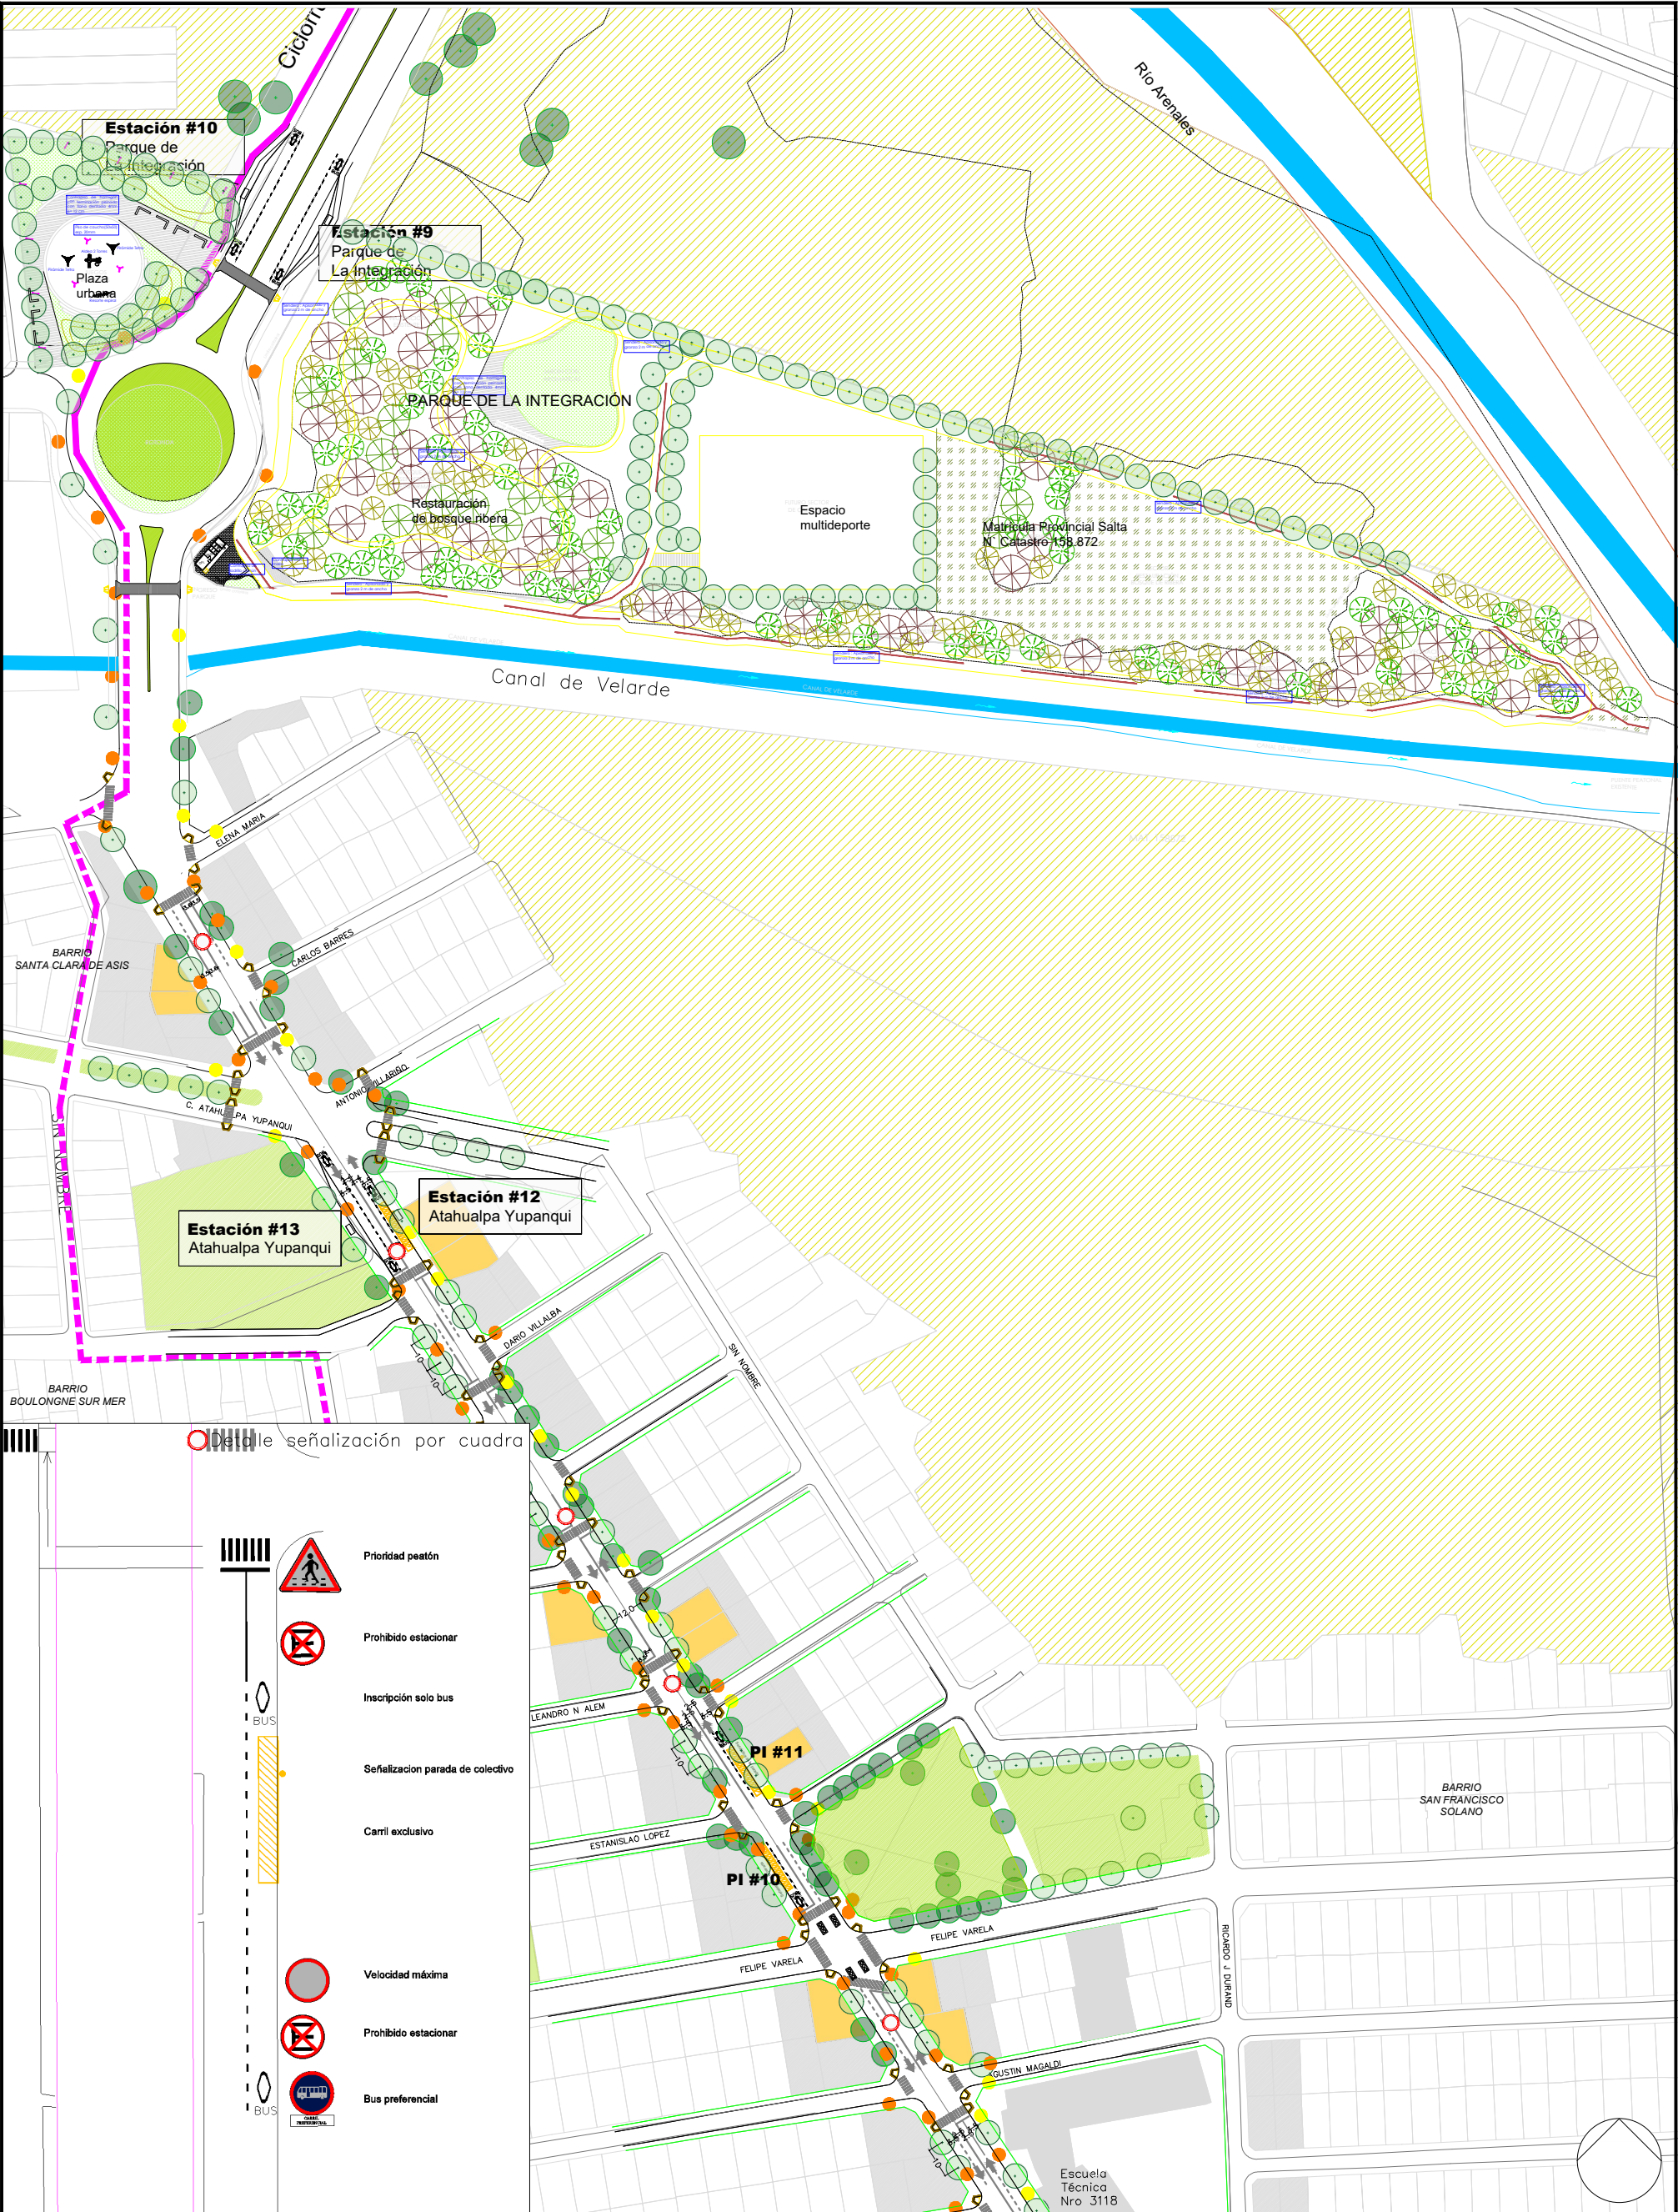

MUNICIPALIDAD DE LA CIUDAD DE SALTA



Fecha: AGOSTO 2025
Anteproyecto
Corredor verde bajo en emisiones
Av. Discépolo
Escala:

Intendente: EMILIANO DURAN
PLANO DE Plano Discépolo NORTE
UBICACION : Avenida Discépolo

PLANO Nº

03

- Luminaria existente
- Luminaria propuesta
- Locales comerciales/públicos
- Área de influencia
- Árboles existentes
- Árboles propuestos
- Demarcación horizontal
- Ciclorutas
- Estaciones
- Paradas intermedias
- Señalética vertical
- Rampas peatonales
- Semáforo existente
- Semáforo propuesto




MUNICIPALIDAD DE LA CIUDAD DE SALTA

	Fecha: AGOSTO 2025	Intendente: EMILIANO DURAN
	Anteproyecto	PLANO DE : Plano Discépolo CENTRO
	Corredor verde bajo en emisiones	UBICACION : Avenida Discépolo
	Av. Discépolo	
Escala:		

PLANO Nº

04

- Luminaria existente
 - Luminaria propuesta
 - Locales comerciales/públicos
 - Área de influencia
 - Árboles existentes
 - Árboles propuestos
 - Demarcación horizontal
- Ciclorutas
 - Estaciones
 - Paradas intermedias
 - Señalética vertical
 - Rampas peatonales
 - Semáforo existente
 - Semáforo propuesto

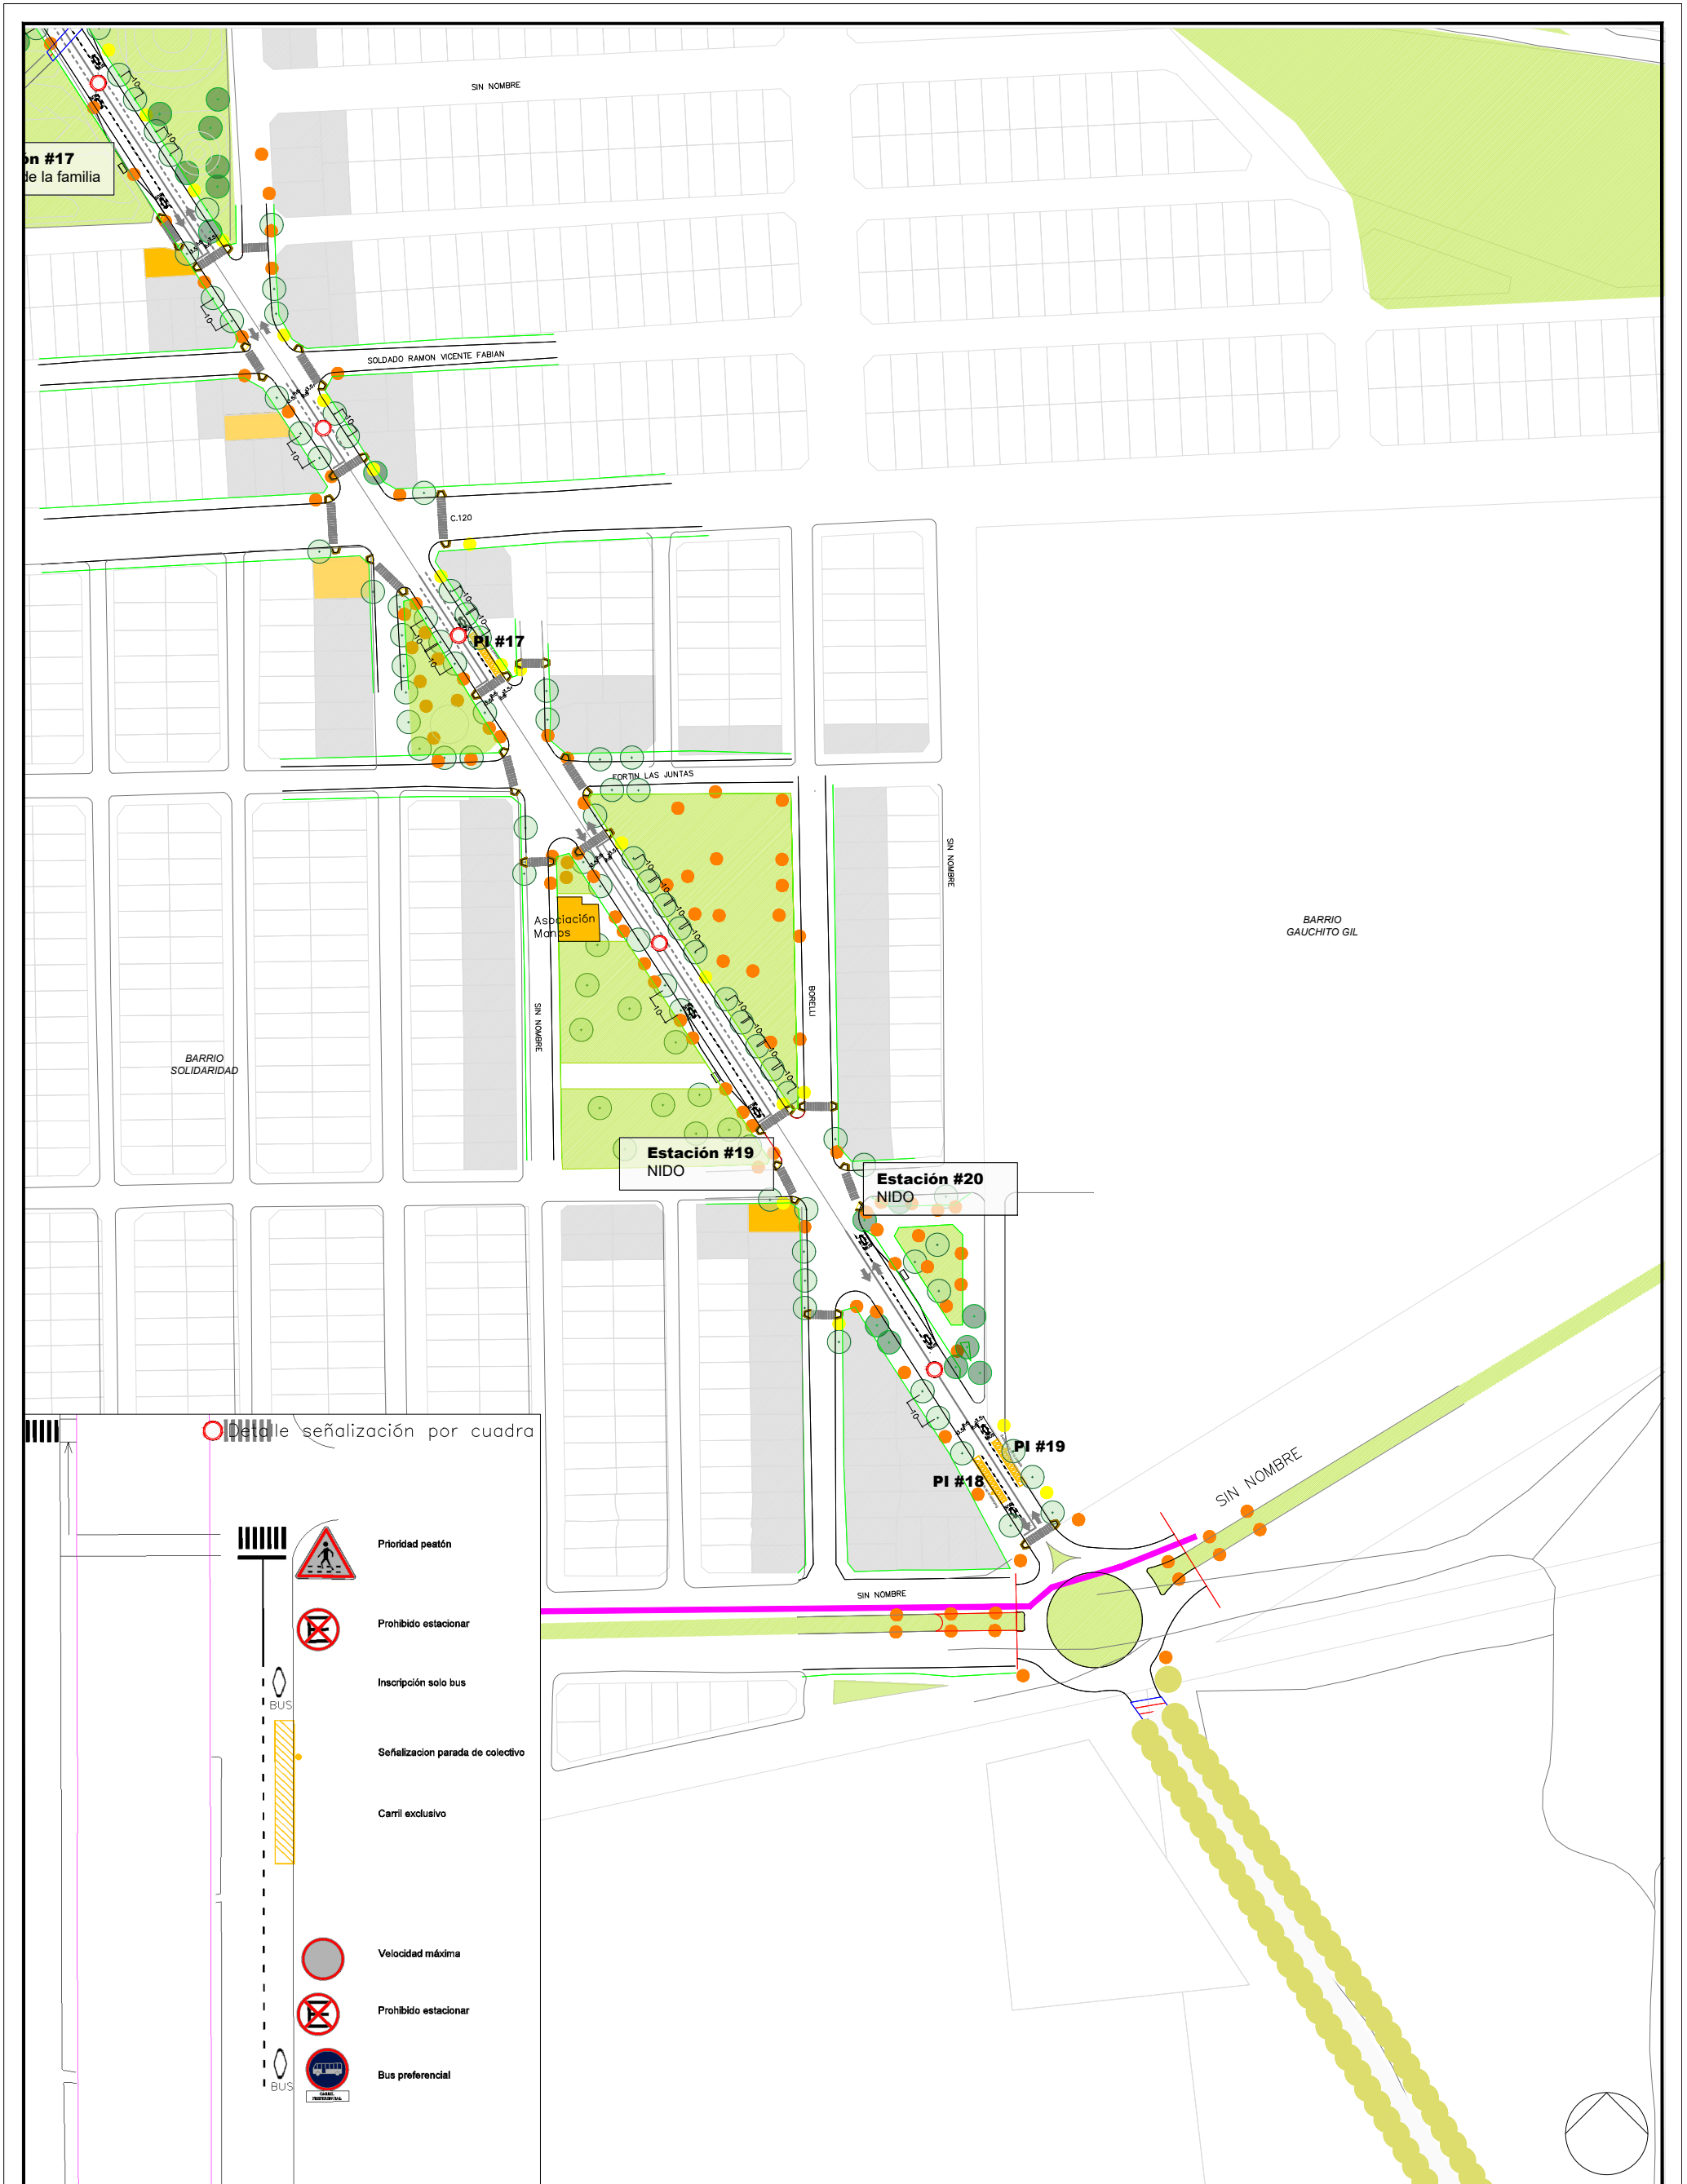

MUNICIPALIDAD DE LA CIUDAD DE SALTA



Fecha: AGOSTO 2025
Anteproyecto
Corredor verde bajo en emisiones
Av. Discépolo
Escala:

Intendente: EMILIANO DURAN


PLANO DE : Plano Discépolo SUR

UBICACION : Avenida Discépolo

PLANO Nº

05

- Luminaria existente
- Luminaria propuesta
- Locales comerciales/públicos
- Área de influencia
- Árboles existentes
- Árboles propuestos
- Demarcación horizontal
- Ciclorutas
- Estaciones
- Paradas intermedias
- Señalética vertical
- Rampas peatonales
- Semáforo existente
- Semáforo propuesto

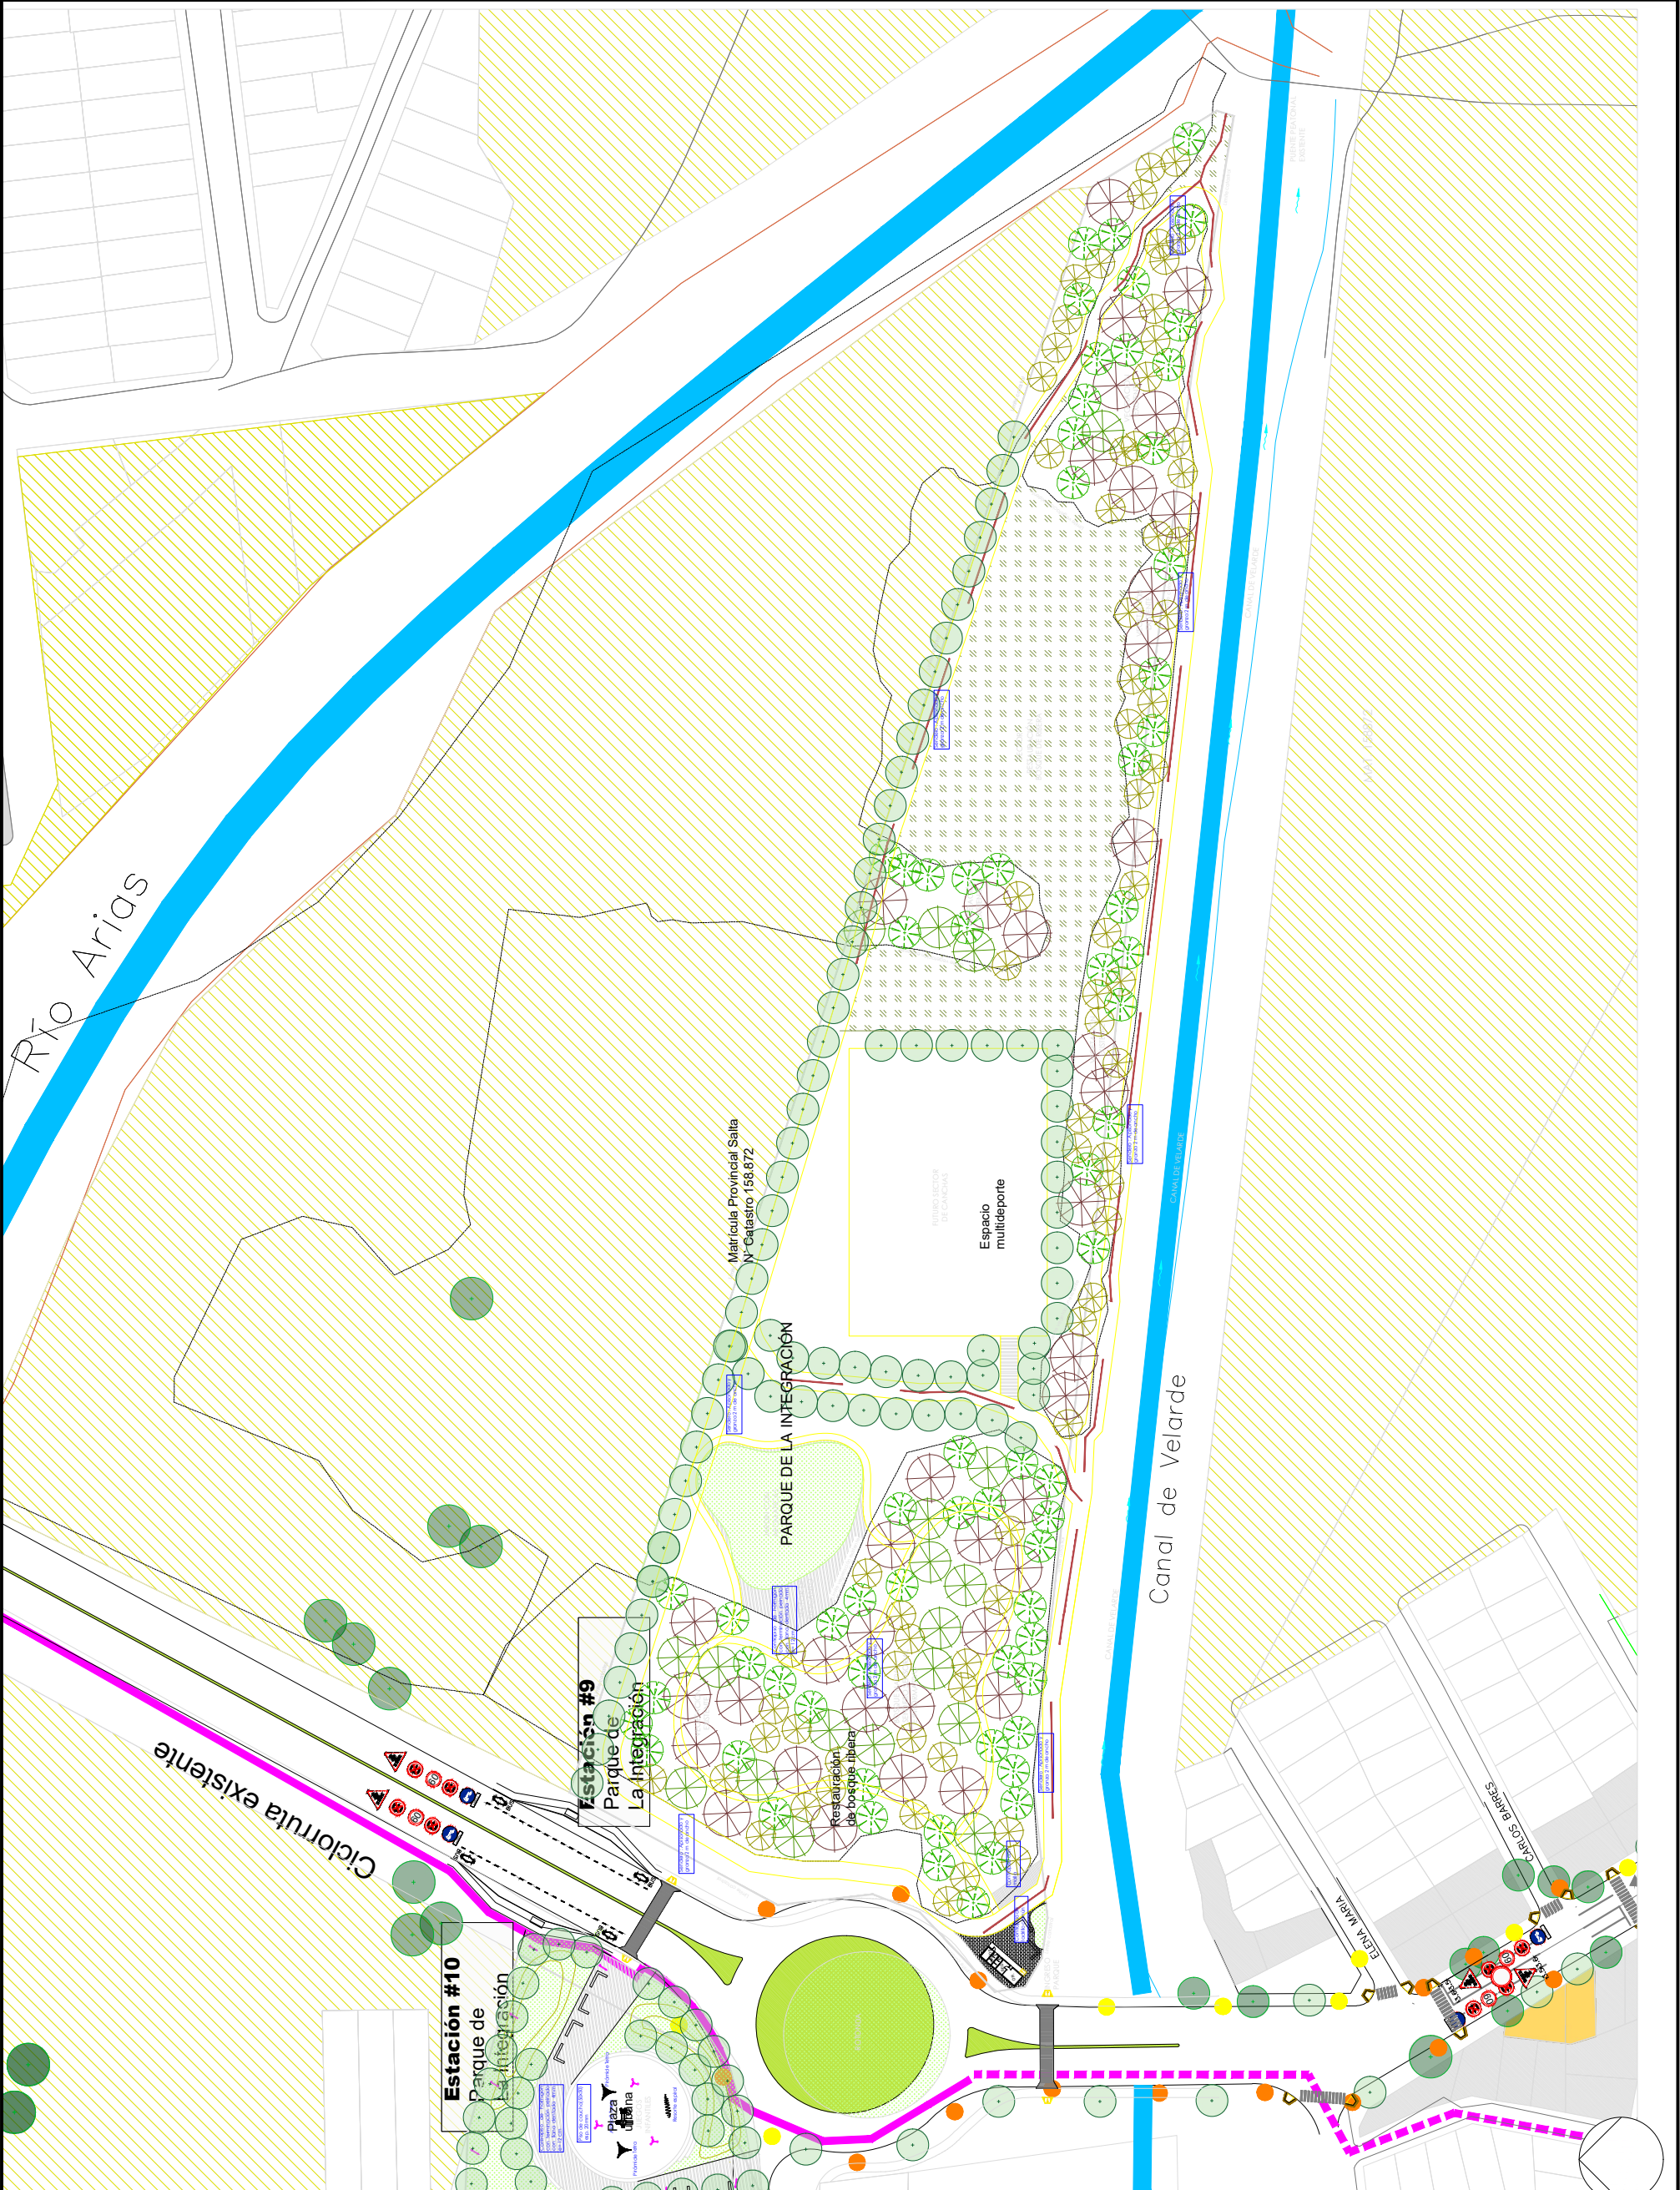

MUNICIPALIDAD DE LA CIUDAD DE SALTA



Fecha: AGOSTO 2025
Anteproyecto
Corredor verde bajo en emisiones
Av. Discépolo
Escala:

Intendente: EMILIANO DURAN


PLANO DE : Plano Parque Integración

UBICACION : Avenida Discépolo

PLANO Nº

06

- Luminaria existente
- Luminaria propuesta
- Locales comerciales/públicos
- Área de influencia
- Árboles existentes
- Árboles propuestos
- Demarcación horizontal
- Ciclorutas
- Estaciones
- Paradas intermedias
- Señalética vertical
- Rampas peatonales
- Semáforo existente
- Semáforo propuesto

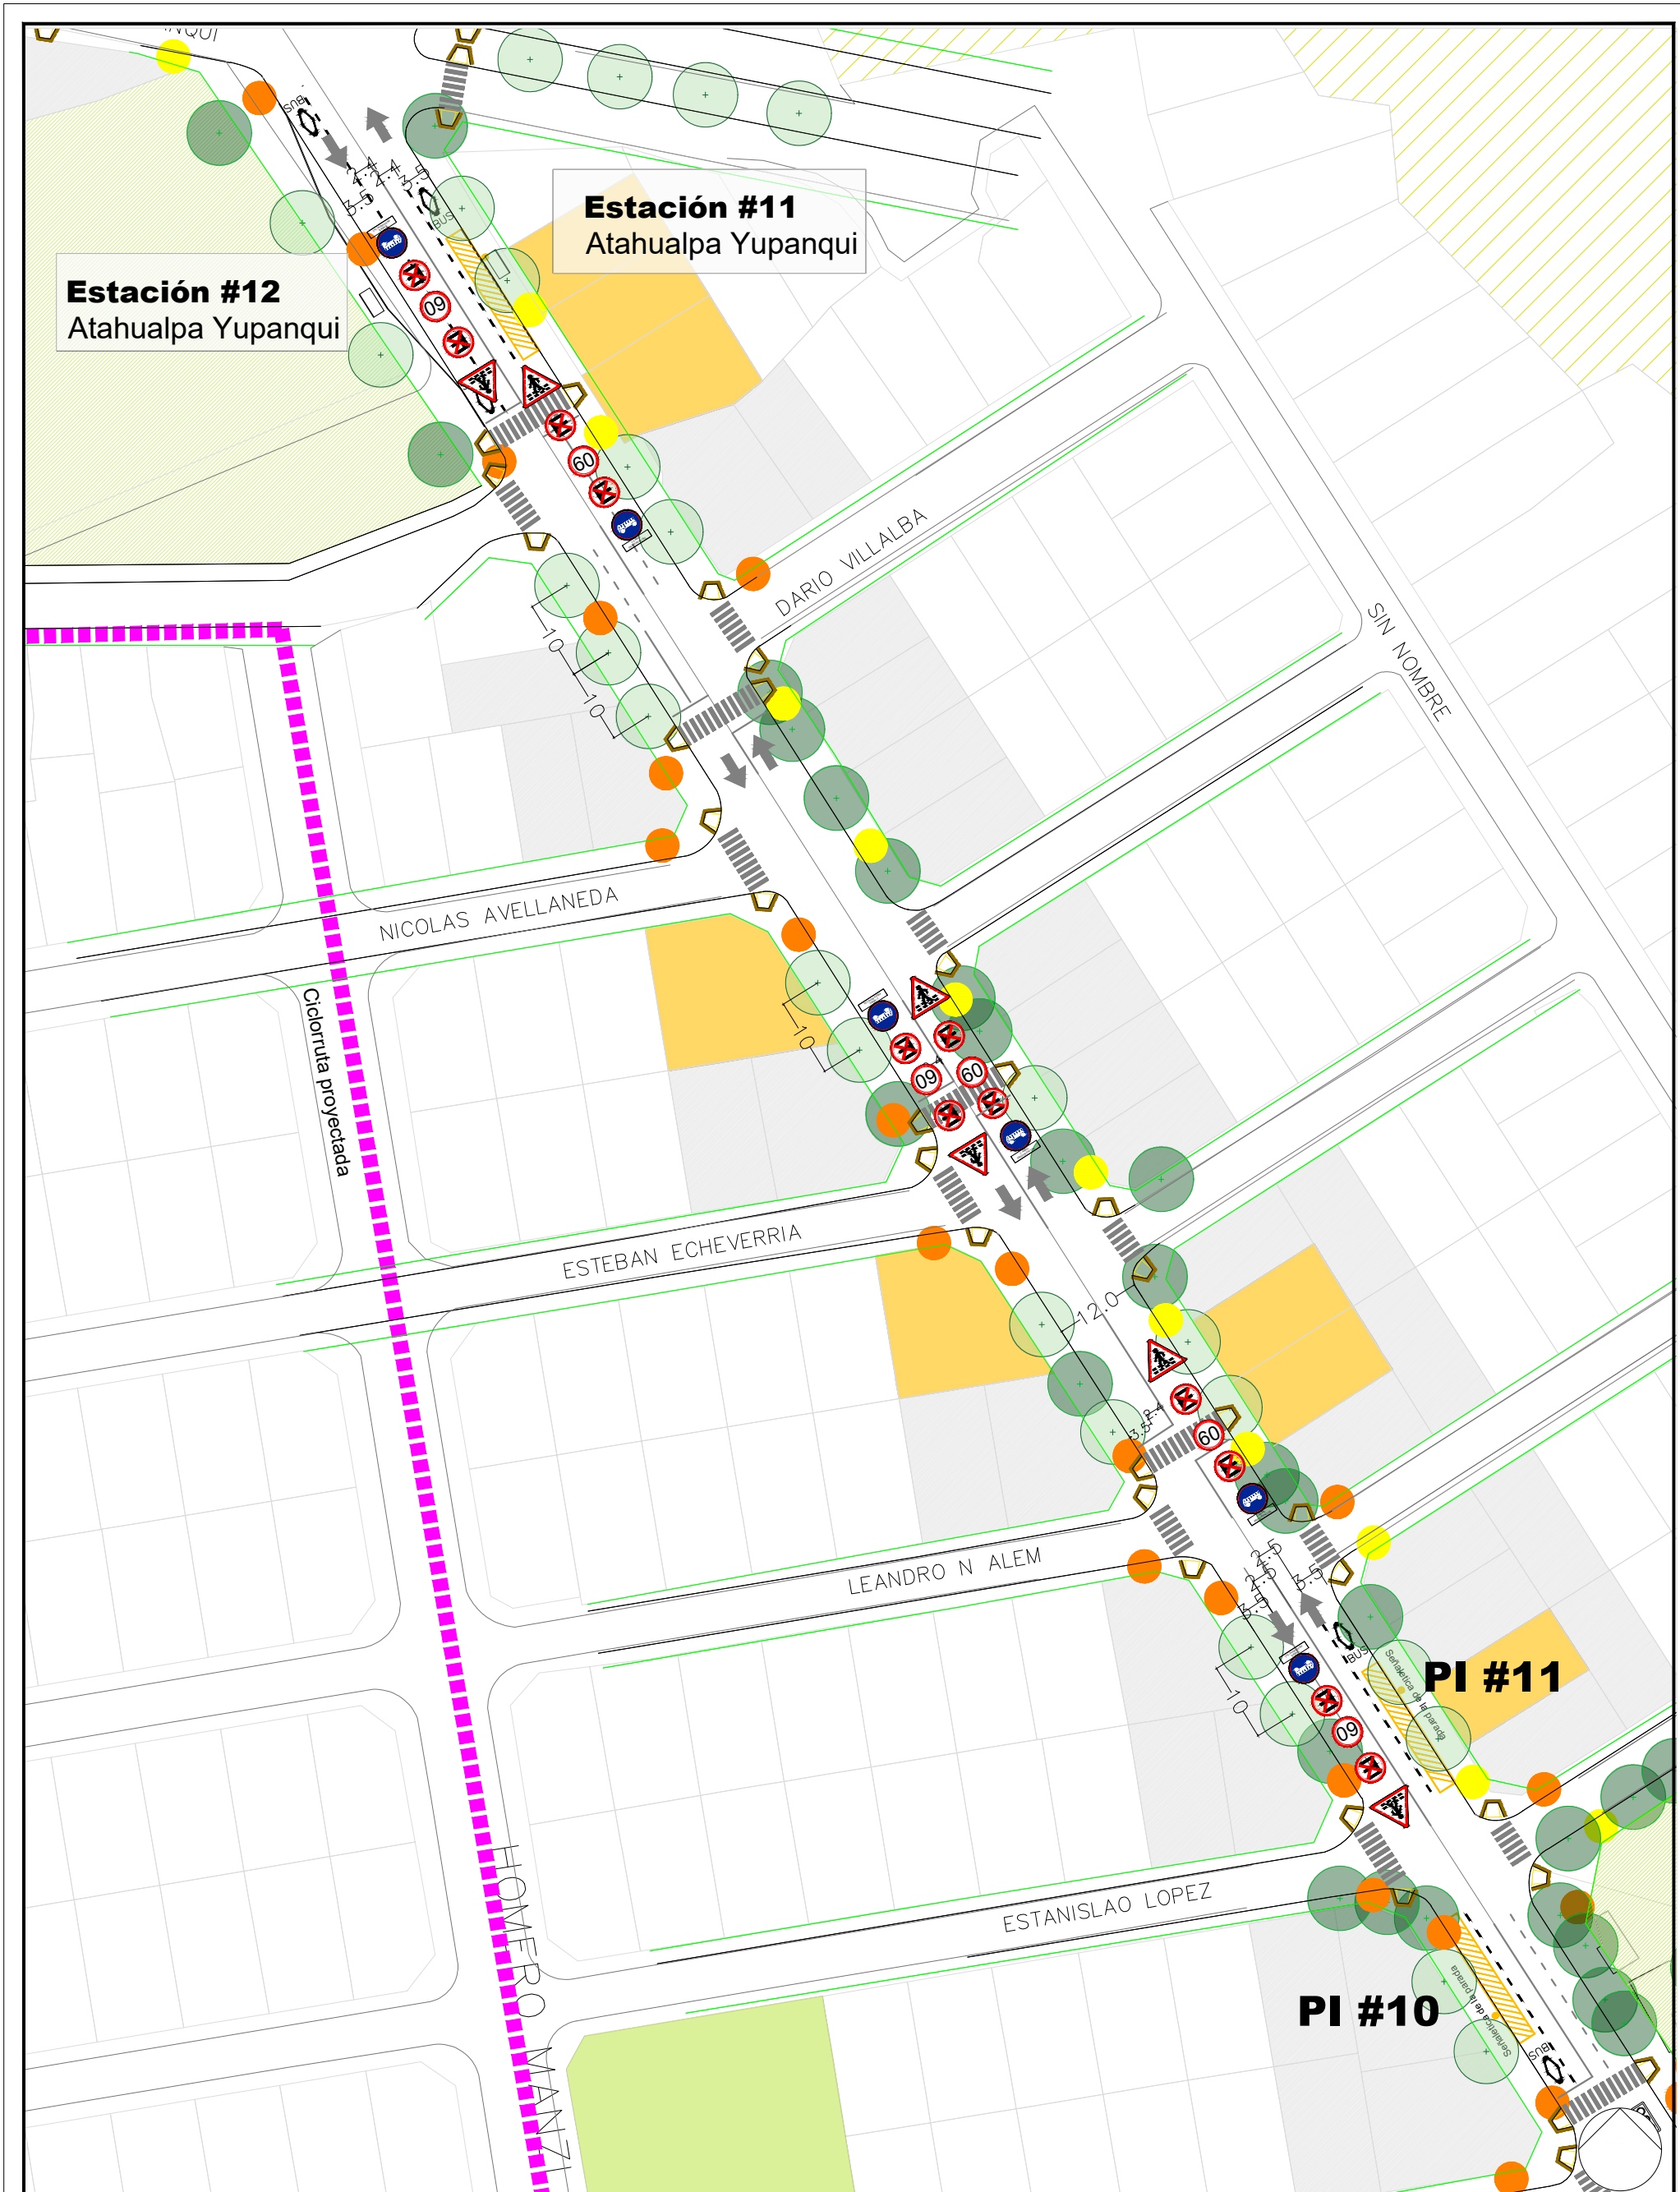



MUNICIPALIDAD DE LA CIUDAD DE SALTA

Fecha: AGOSTO 2025

Intendente: EMILIANO DURAN

Anteproyecto

Corredor verde bajo en emisiones

Av. Discépolo

Escala:

PLANO DE : Plano Estaciones

UBICACION : Avenida Discépolo

PLANO Nº

07

Luminaria existente

Luminaria propuesta

Locales comerciales/públicos

Área de influencia

Árboles existentes

Árboles propuestos

Demarcación horizontal

Ciclorutas

Estaciones



Paradas intermedias

Señalética vertical

Rampas peatonales

Semáforo existente

Semáforo propuesto

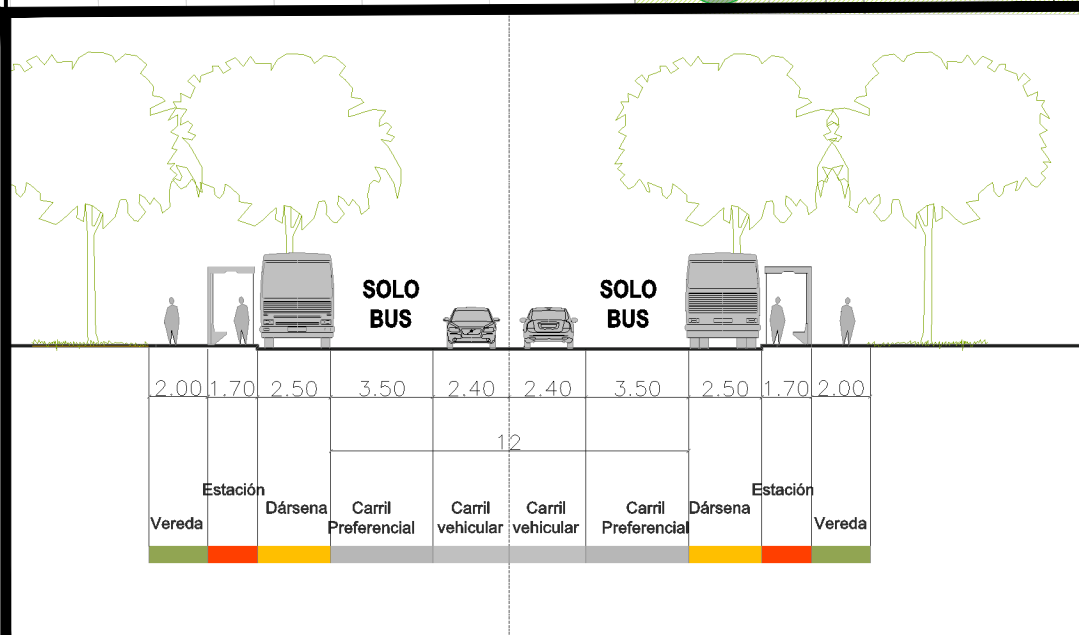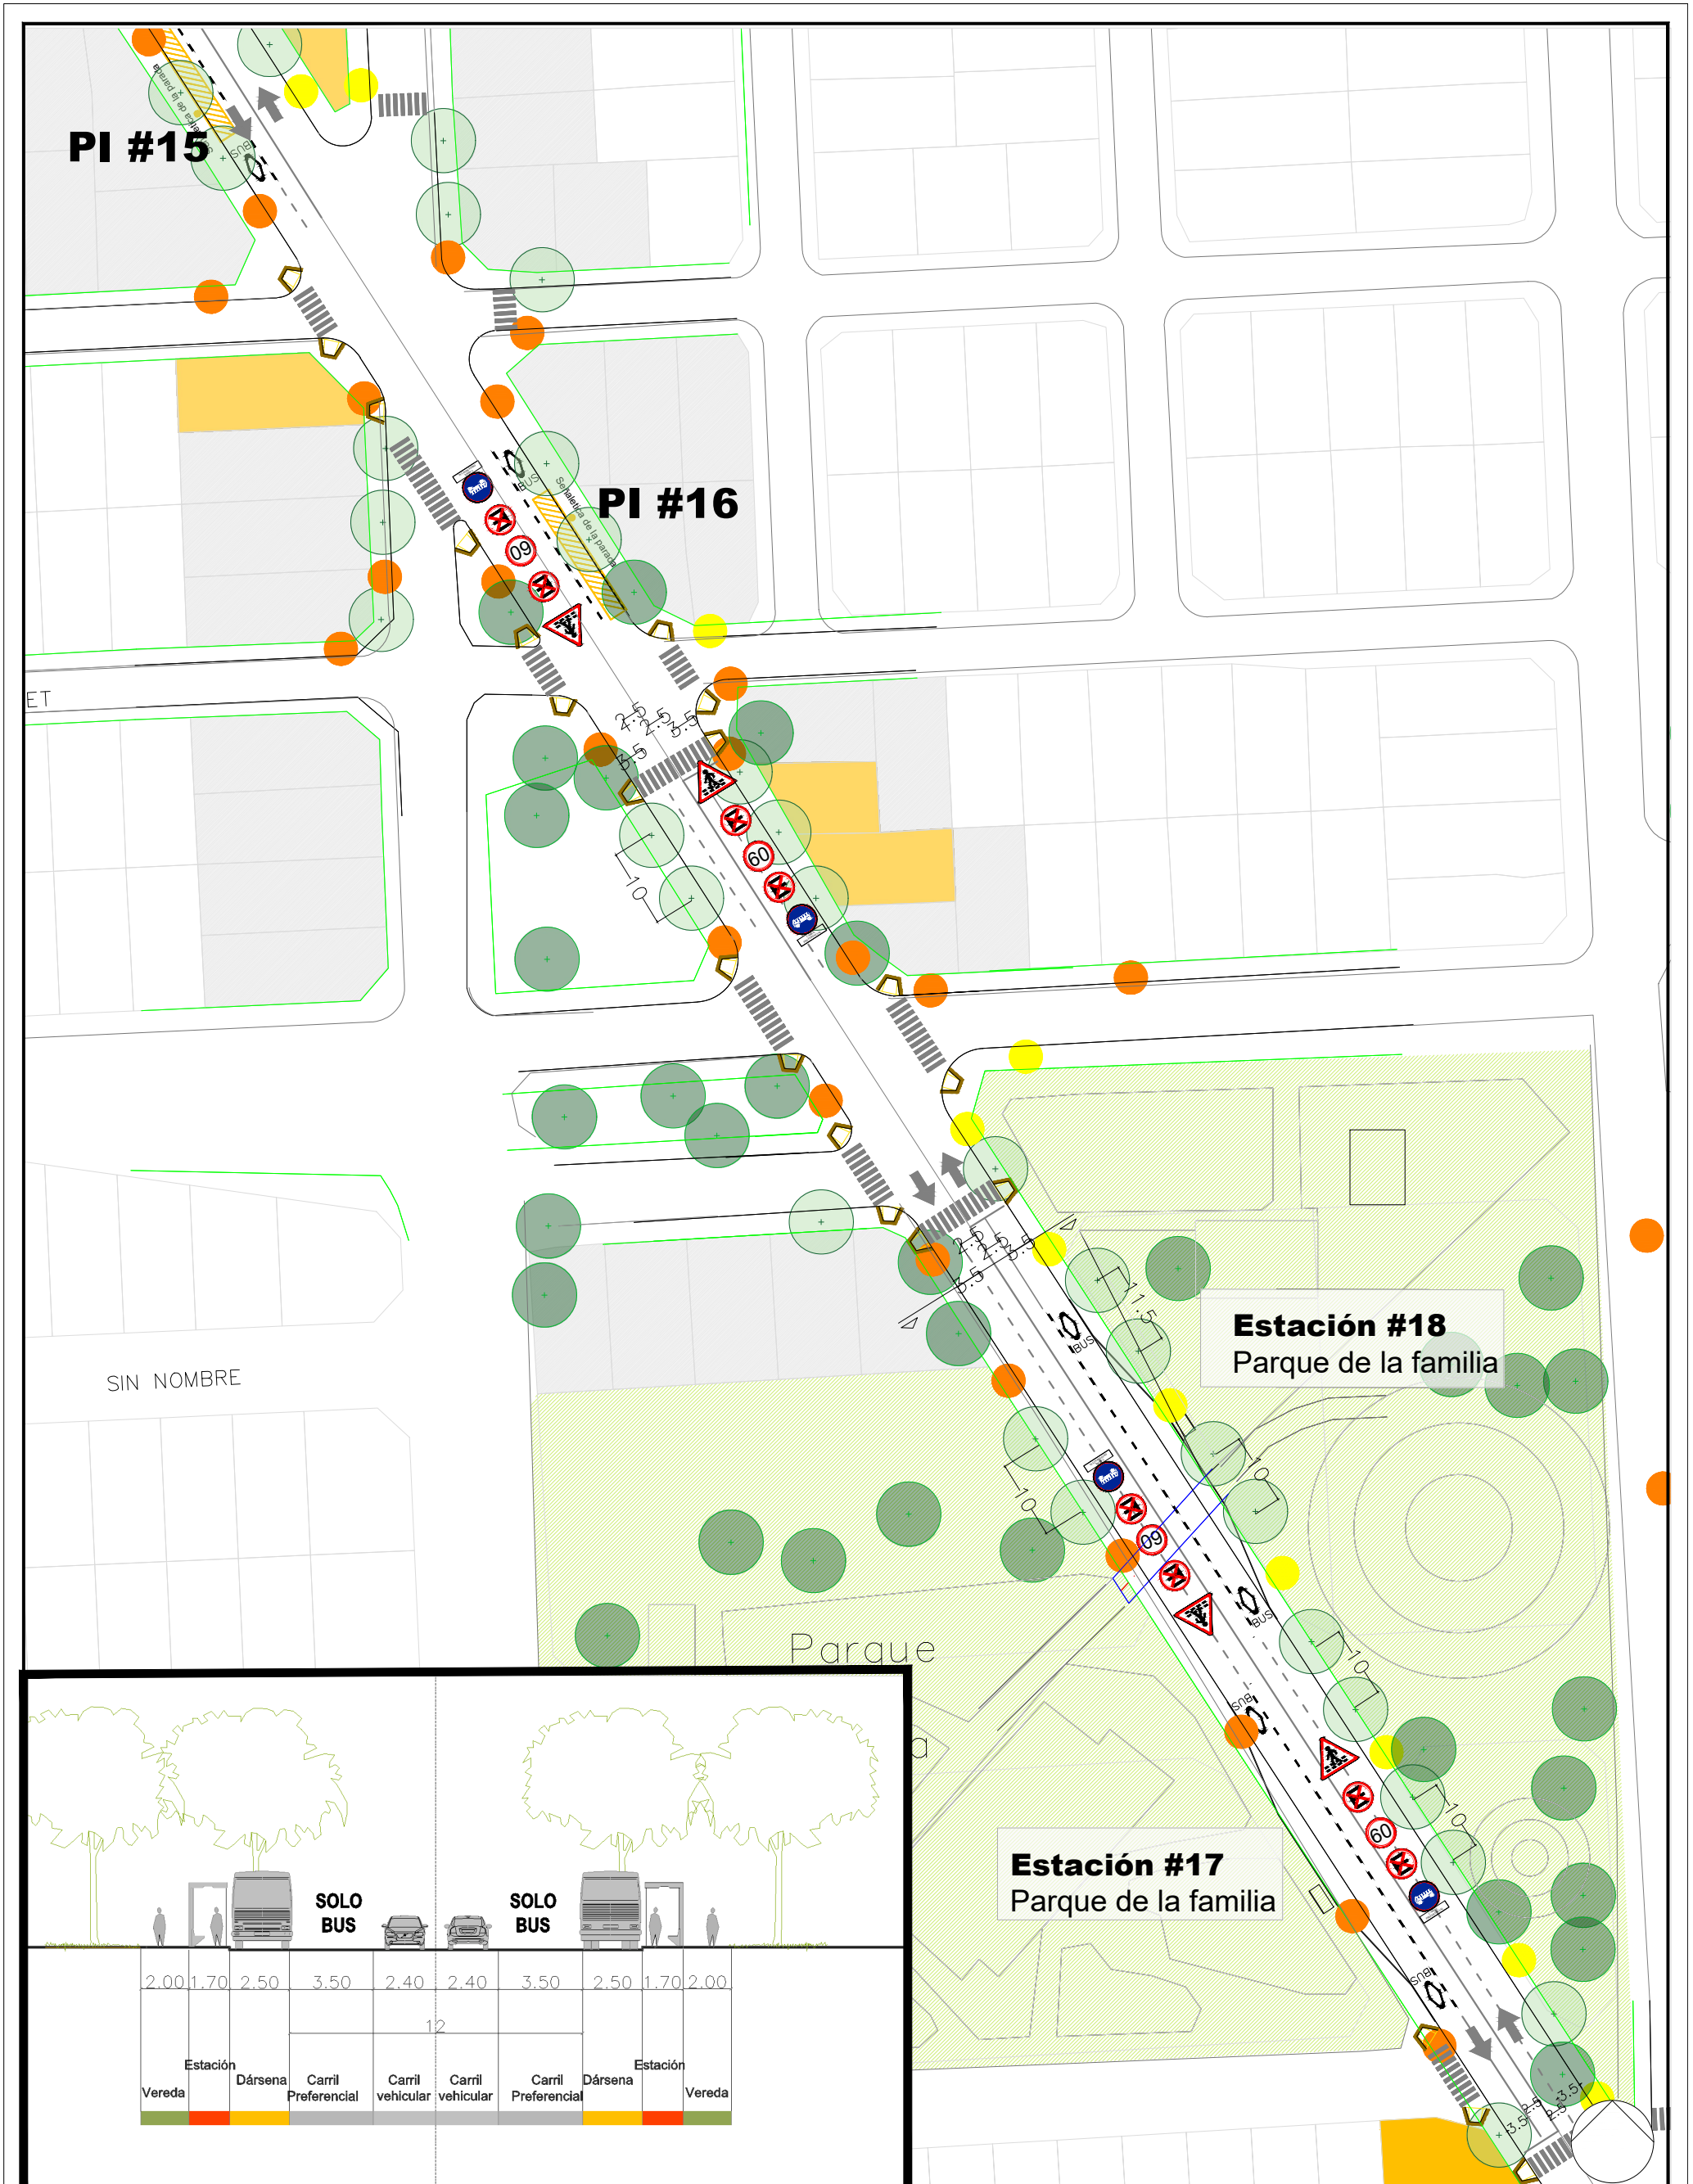

MUNICIPALIDAD DE LA CIUDAD DE SALTA

Fecha: AGOSTO 2025
Anteproyecto
Corredor verde bajo en emisiones
Av. Discépolo
Escala:

Intendente: EMILIANO DURAN

PLANO DE : Plano Estaciones


UBICACION : Avenida Discépolo

PLANO Nº

9

- Luminaria existente
- Luminaria propuesta
- Locales comerciales/públicos
- Área de influencia
- Árboles existentes
- Árboles propuestos
- Demarcación horizontal

- Ciclorutas
- Estaciones
- Paradas intermedias
- Señalética vertical
- Rampas peatonales
- Semáforo existente
- Semáforo propuesto

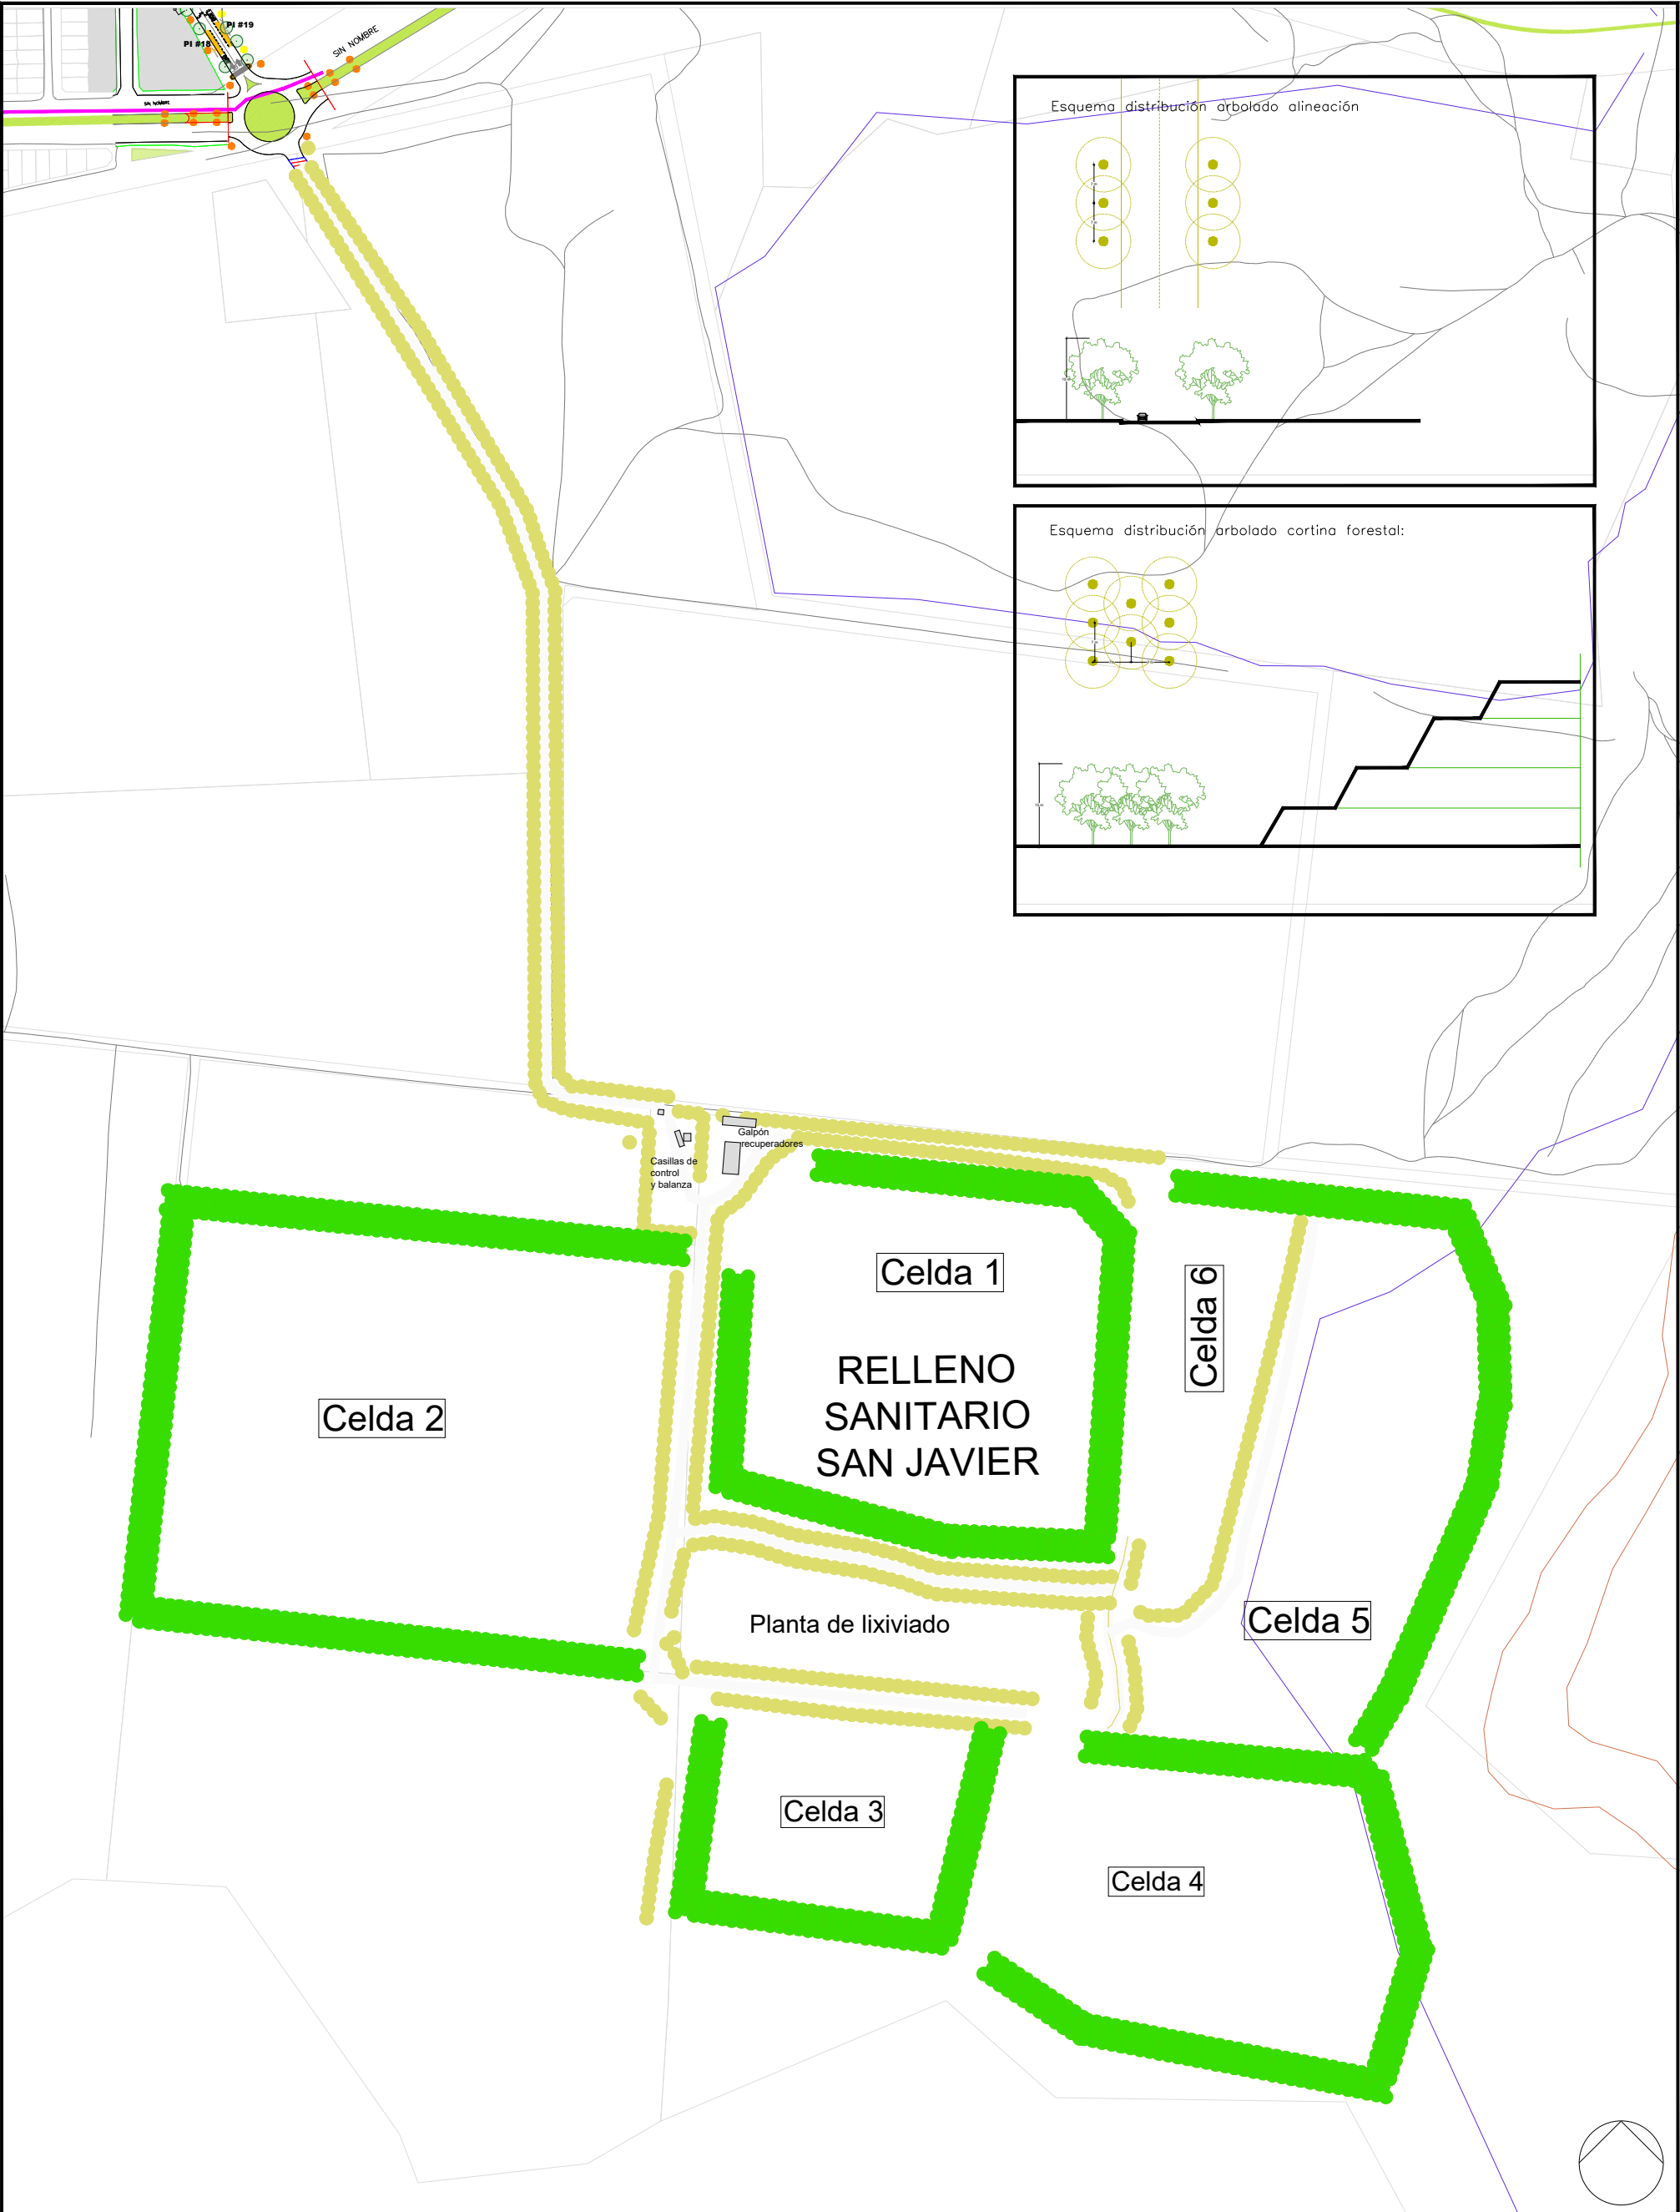

MUNICIPALIDAD DE LA CIUDAD DE SALTA



Fecha: AGOSTO 2025
Anteproyecto
Corredor verde bajo en emisiones
Av. Discépolo
Escala:

Intendente: EMILIANO DURAN
PLANO DE : Cortina forestal Relleno Sanitario San Javier
UBICACION : Avenida Discépolo


PLANO Nº

11

Arbolado de alineación para caminos (avenida acceso y caminos internos) cada 7 m



Arbolado cortina forestal: 3 filas de árboles cada 7 m

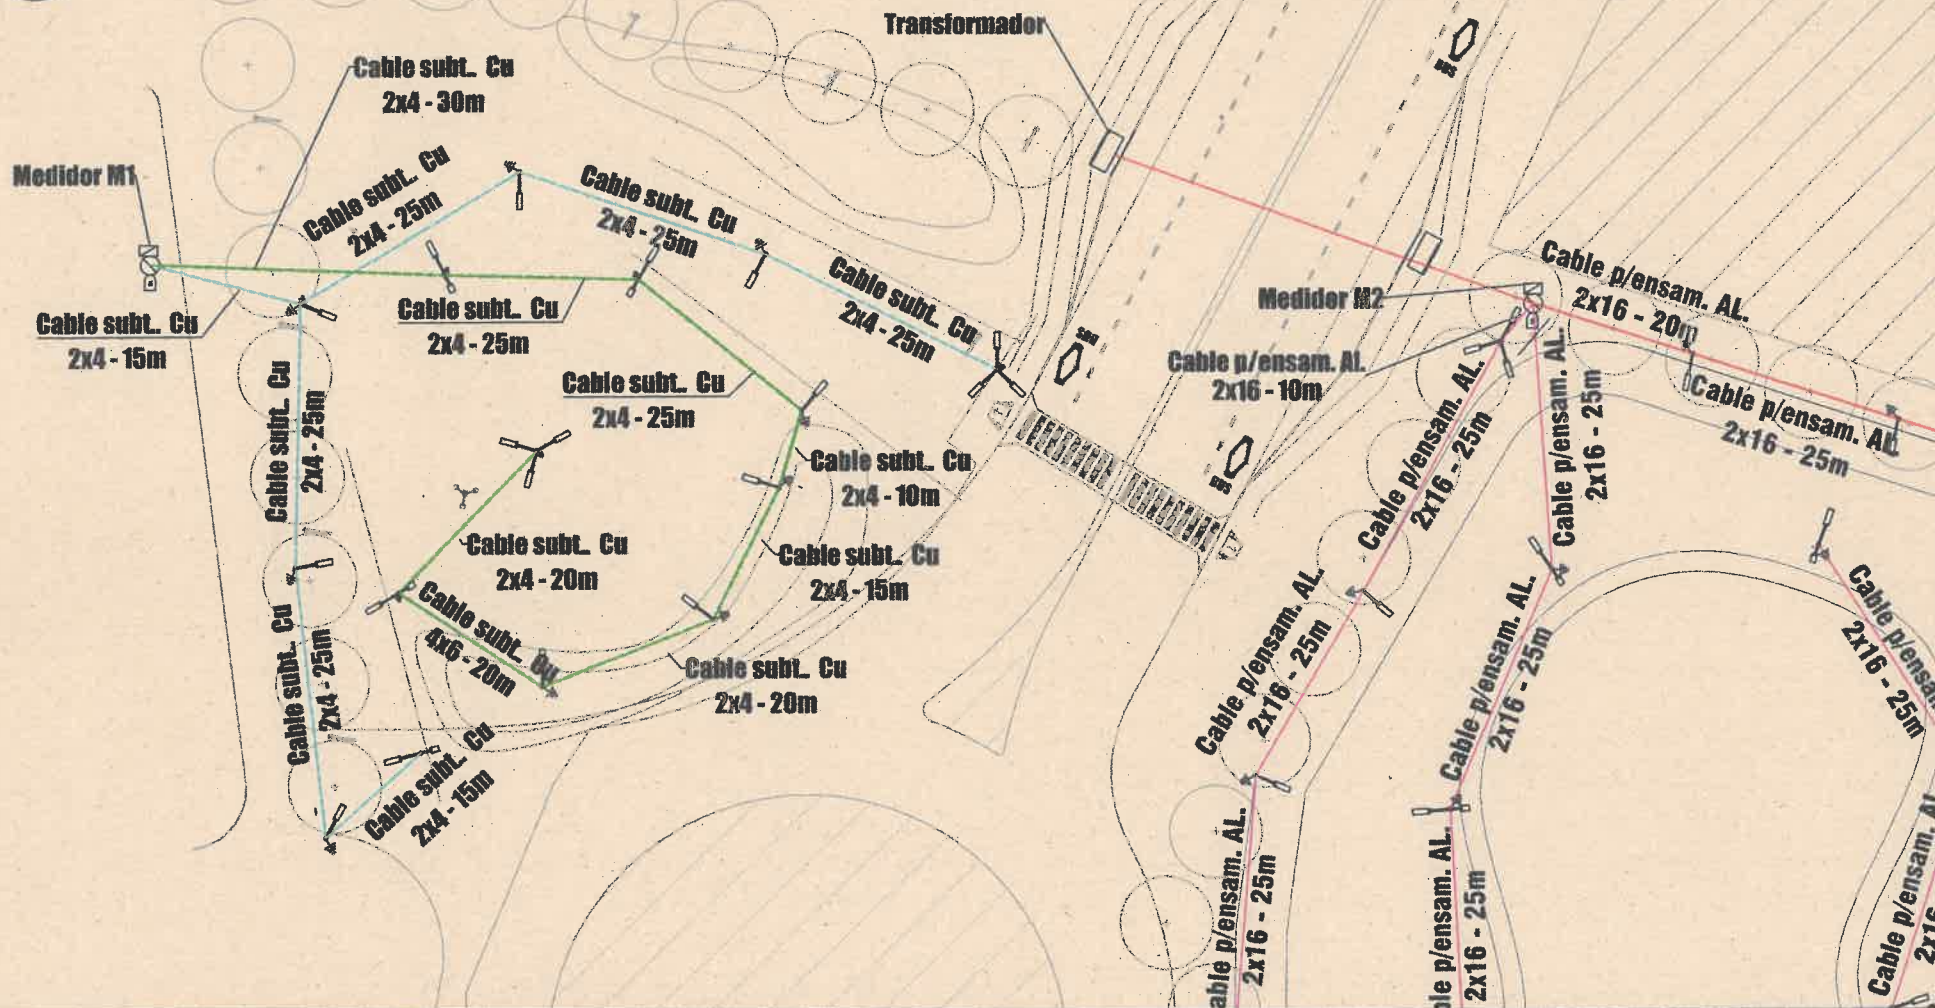


MUNICIPALIDAD DE LA CIUDAD DE SALTA
SECRETARÍA DE OBRAS PÚBLICAS


REALIZADO EN:	ANSELMO ROJO N°41			LAMINA N°
Ubicación:	Director: Infi. Iarlia	Intendente: Sr. Duran Emiliano	Fecha: 15/08/2025	01
Relevamiento: Arturo Ovando	NOTAS Circuitos de cables de Cu tipo subterráneos, aisl. en PVC, apto para 1.1kV, según norma IRAM 2178, su disposición se indica en el plano. Cableado de cables pre-ensamblados de AL. 2x16, apto para 1.1kV, su disposición se indica en el plano.			
CAD: Paula Juárez				
Arch.Plano parque de la Integración del GEF				
Escala: 1:500 Gráfica				

REFERENCIAS

- Círculo 1 - cable 2 x 4 (subterráneo)
- Círculo 2 - cable 2 x 4 (subterráneo)
- Círculo 3 - cable 2 x 16
- Círculo 4 - cable 2 x 16
- Círculo 5 - cable 2 x 16
- Círculo 6 - cable 2 x 16
- Columna H'A" de 8m de altura, con un brazo de longitud con artefacto de iluminación de alumbrado público a LED de 100W, acometida aérea, proyectada.
- Columna H'A" de 8m de altura, con un brazo de longitud con dos artefactos de iluminación de alumbrado público a LED de 100W, acometida aérea, proyectada.
- Columna H'A" de 8m de altura, con un brazo de longitud con tres artefactos de iluminación de alumbrado público a LED de 100W, acometida aérea, proyectada.

- Columna metálica de 8m de altura, con un brazo de longitud con artefacto de iluminación de alumbrado público a LED de 100W, acometida aérea, proyectada.
- Columna de H'A" proyectada
- Columna metálica de 8m de altura, con un brazo de longitud con dos artefactos de iluminación de alumbrado público a LED de 100W, acometida aérea, proyectada.
- Columna metálica de 8m de altura, con un brazo de longitud con tres artefactos de iluminación de alumbrado público a LED de 100W, acometida aérea, proyectada.
- Puesta a tierra de Columna- Artefacto de iluminación, proyectada.
- Columna de H'A" proyectada
- Medidor Monofásico HASTA 5 KW, para lectura de alumbrado público, con fotocóntrol, proyectado.
- Columna de H'A" proyectada, con acometida aérea y proyector de iluminación deportiva a LED de 100W, proyectada.

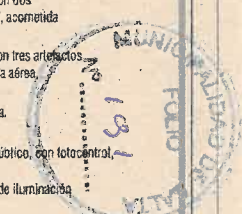

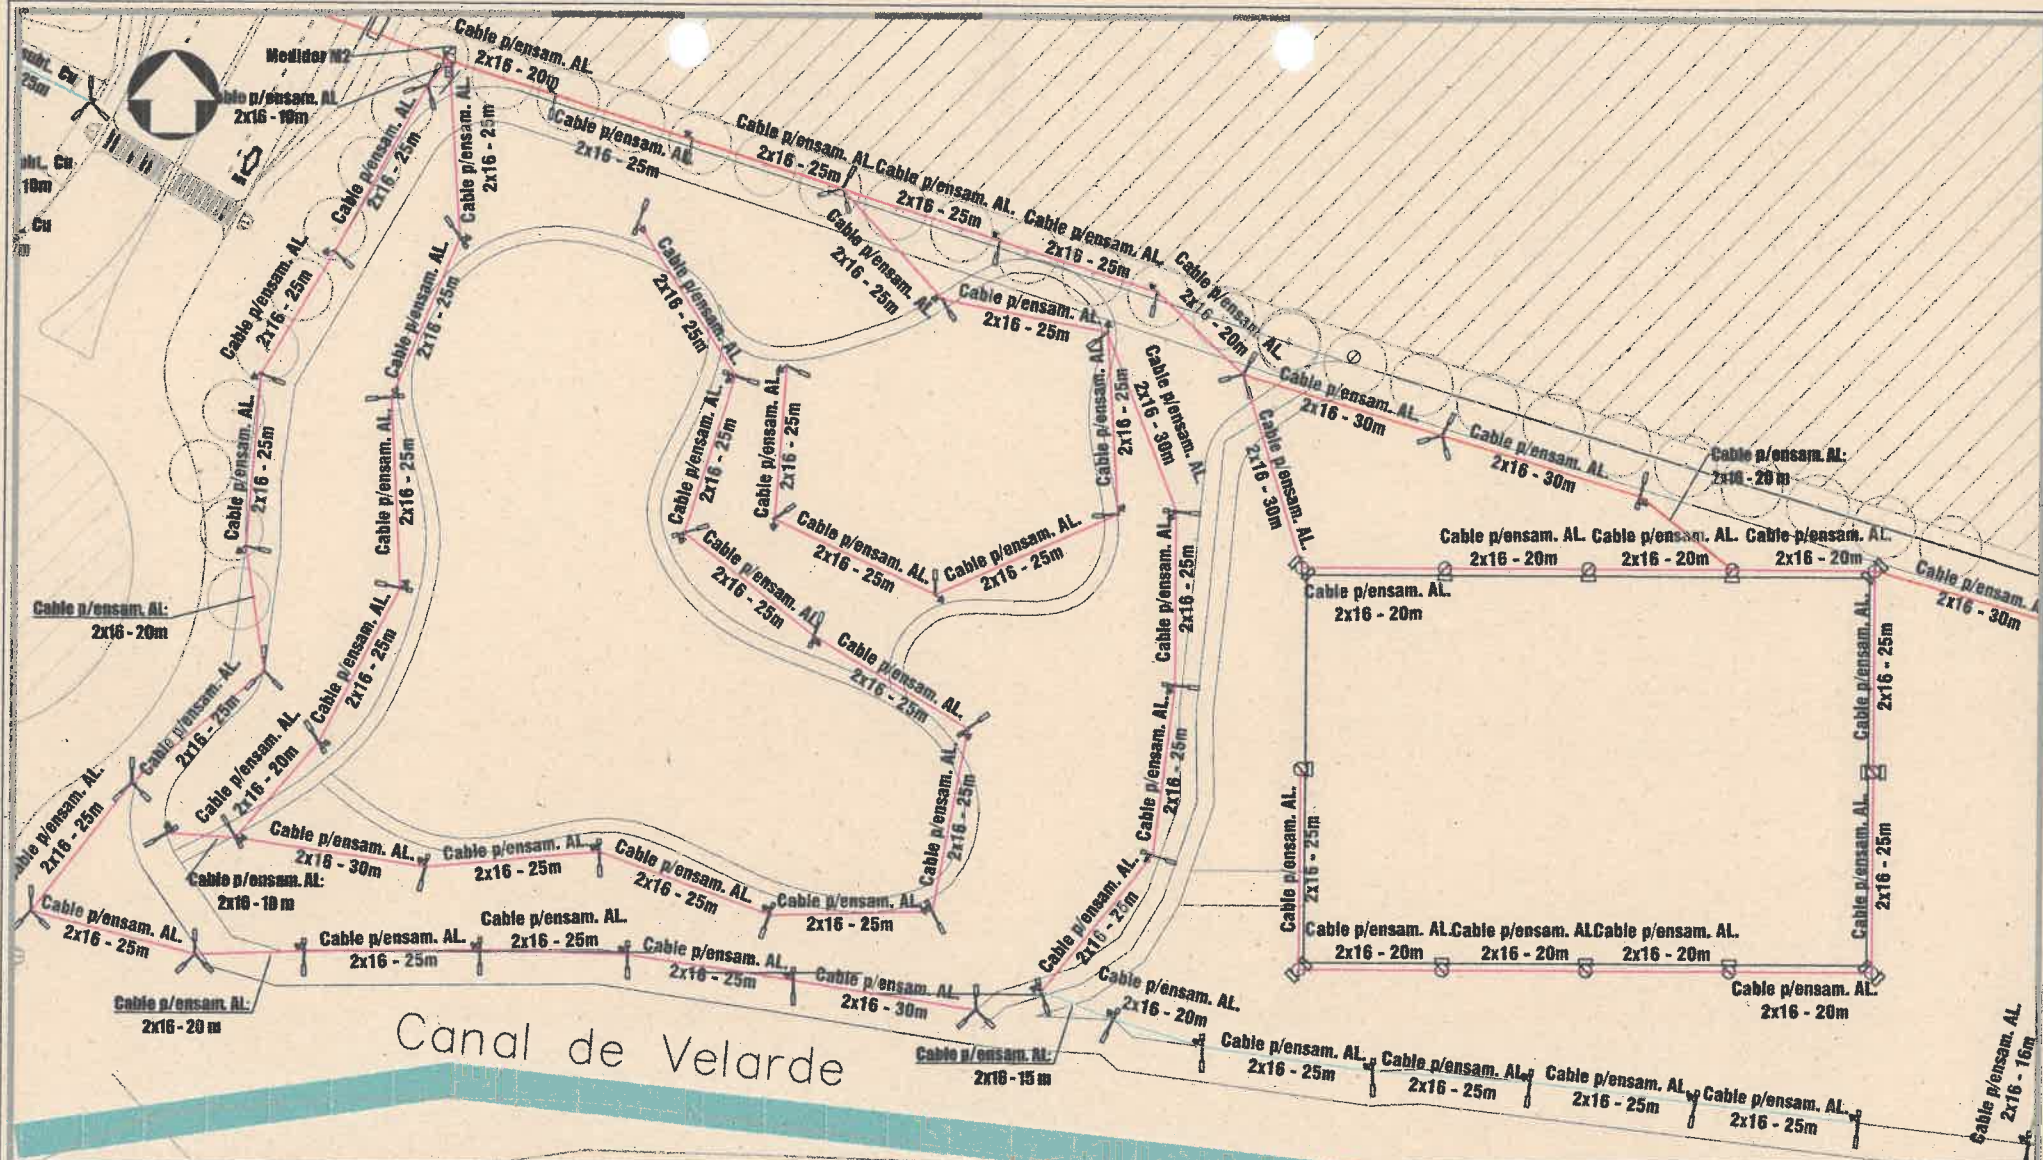

MUNICIPALIDAD DE LA CIUDAD DE SALTA
SECRETARIA DE OBRAS PUBLICAS

REALIZADO EN:		ANSELMO ROJO N°41		LAMINA N°	
Ubicación:		Director:	Infi. Larita	Intendente:	Sr. Duran Emiliano
				Fecha:	15/08/2025
		OBRA: PROYECTO PARQUE DE LA INTEGRACIÓN DEL GEF		NOTAS	
Relevamiento: Arturo Ovando		UBICACIÓN: AVENIDA DISCÉPOLO		Circuitos de cables de Cu tipo subterráneos: aisl. en PVC, apto para 1,1kV, según norma IRIAM 2178, su disposición se indica en el plano.	
CAD: Paula Juarez		Ing. Civil SERGIO D. ANDRADA FIGUEROA		Circuitos de cables pre-energados: aisl. en PVC tipo termo apto para 0,6/1 kV, según norma IRIAM 2178, su disposición se indica en el plano. SUBSECRETARÍA DE GESTIÓN DE OBRAS PÚBLICAS	
Arch.Plano parque de la Integración del GEF.dwg		COORDINADOR		SECRETARÍA DE OBRAS PÚBLICAS	
Escala: 1:750		SECRETARÍA DE OBRAS PÚBLICAS		SECRETARÍA DE OBRAS PÚBLICAS	
Grafica					

REFERENCIAS

- Circuito 1 - cable 2 x 4 (subterráneo)
- Circuito 2 - cable 2 x 4 (subterráneo)
- Circuito 3 - cable 2 x 16
- Circuito 4 - cable 2 x 16
- Circuito 5 - cable 2 x 16
- Circuito 6 - cable 2 x 16
- Columna H"A" de 8m de altura, con un brazo de longitud con artefacto de iluminación de alumbrado público a LED de 100W, acometida aérea, proyectada.
- Columna H"A" de 8m de altura, con un brazo de longitud con dos artefactos de iluminación de alumbrado público a LED de 100W, acometida aérea, proyectada.
- Columna H"A" de 8m de altura, con un brazo de longitud con tres artefactos de iluminación de alumbrado público a LED de 100W, acometida aérea, proyectada.

- Columna metálica de 8m de altura, con un brazo de longitud con artefacto de iluminación de alumbrado público a LED de 100W, acometida aérea, proyectada.
- Columna de H"A" proyectada
- Columna metálica de 8m de altura, con un brazo de longitud con dos artefactos de iluminación de alumbrado público a LED de 100W, acometida aérea, proyectada.
- Columna metálica de 8m de altura, con un brazo de longitud con tres artefactos de iluminación de alumbrado público a LED de 100W, acometida aérea, proyectada.
- Puesta a tierra de Columna- Artefacto de Iluminación, proyectada.
- Columna de H"A" proyectada
- Medidor Monolítico HASTA 5 KW, para lectura de alumbrado público, con fotómetro proyectado.
- Columna de H"A" proyectada con acometida aérea y proyector de iluminación deportiva a LED de 100W, proyectada.

201
FOLIO



MUNICIPALIDAD DE LA CIUDAD DE SALTA
SECRETARIA DE OBRAS PUBLICAS


REALIZADO EN:	ANSELMO ROJO N°41	LAMINA N°	03
Ubicación:	Director: Intil. Jarilla	Intendente: Sr. Duran Erritiano	Fecha: 15/08/2025
Relevamiento: Arturo Ovando	NOTAS Circuitos de cables de Cu, tipo subterráneos, aisl. en PVC, apto para 1,1KV, según norma IIRAM 21-14, su disposición se indica en el plano. Circuitos de cables de ensamble, tipo 2x16, 2x16-25m, 2x16-30m, apto para 1,1KV, según norma IIRAM 21-14, su disposición se indica en el plano. Arch: Plano parque de la integración del GEF Escala: 1:750 Grafica		
CAD: Paula Juárez			
Arch: Plano parque de la integración del GEF			
Escala: 1:750 Grafica			

OBRA: PROYECTO PARQUE DE LA INTEGRACIÓN DEL GEF
 UBICACIÓN: AVENIDA DISCÉPOLO
 COORDINADOR: CIVIL SERGIO D. ANDRADA FIGUEROA
 SECRETARIA DE OBRAS PUBLICAS
 MUNICIPALIDAD DE SALTA

REFERENCIAS


- Circuito 1 - cable 2 x 4 (subterráneo)
- Circuito 2 - cable 2 x 4 (subterráneo)
- Circuito 3 - cable 2 x 16
- Circuito 4 - cable 2 x 16
- Circuito 5 - cable 2 x 16
- Circuito 6 - cable 2 x 16
- Columna H"A de 8m de altura, con una brazo de longitud con artefacto de iluminación de alumbrado público a LED de 100W, acometida aérea, proyectada.
- Columna H"A de 8m de altura, con una brazo de longitud con dos artefactos de iluminación de alumbrado público a LED de 100W, acometida aérea, proyectada.
- Columna H"A de 8m de altura, con una brazo de longitud con tres artefactos de iluminación de alumbrado público a LED de 100W, acometida aérea, proyectada.

- Columna metálica de 8m de altura, con una brazo de longitud con artefacto de iluminación de alumbrado público a LED de 100W, acometida aérea, proyectada.
- Columna de H"A proyectada
- Columna metálica de 8m de altura, con una brazo de longitud con dos artefactos de iluminación de alumbrado público a LED de 100W, acometida aérea, proyectada.
- Columna metálica de 8m de altura, con una brazo de longitud con tres artefactos de iluminación de alumbrado público a LED de 100W, acometida aérea, proyectada.
- Puesta a tierra de Columna- Artefacto de Iluminación, proyectada.
- Columna de H"A proyectada
- Medidor Monofásico HASTA 5 KW, para lectura de alumbrado público, con fotocontrol, proyectado.
- Columna de H"A proyectada, con acometida aérea y proyector de iluminación deportiva a LED de 100W, proyectada.

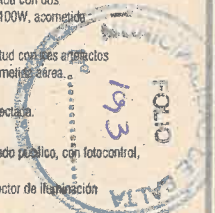

**TABLERO DE COMANDO
PROYECTO PARQUE DE LA INTEGRACIÓN**

Tablero de A°P° N°1
Pot. - kW - A
RED AEREA DE BAJA TENSION

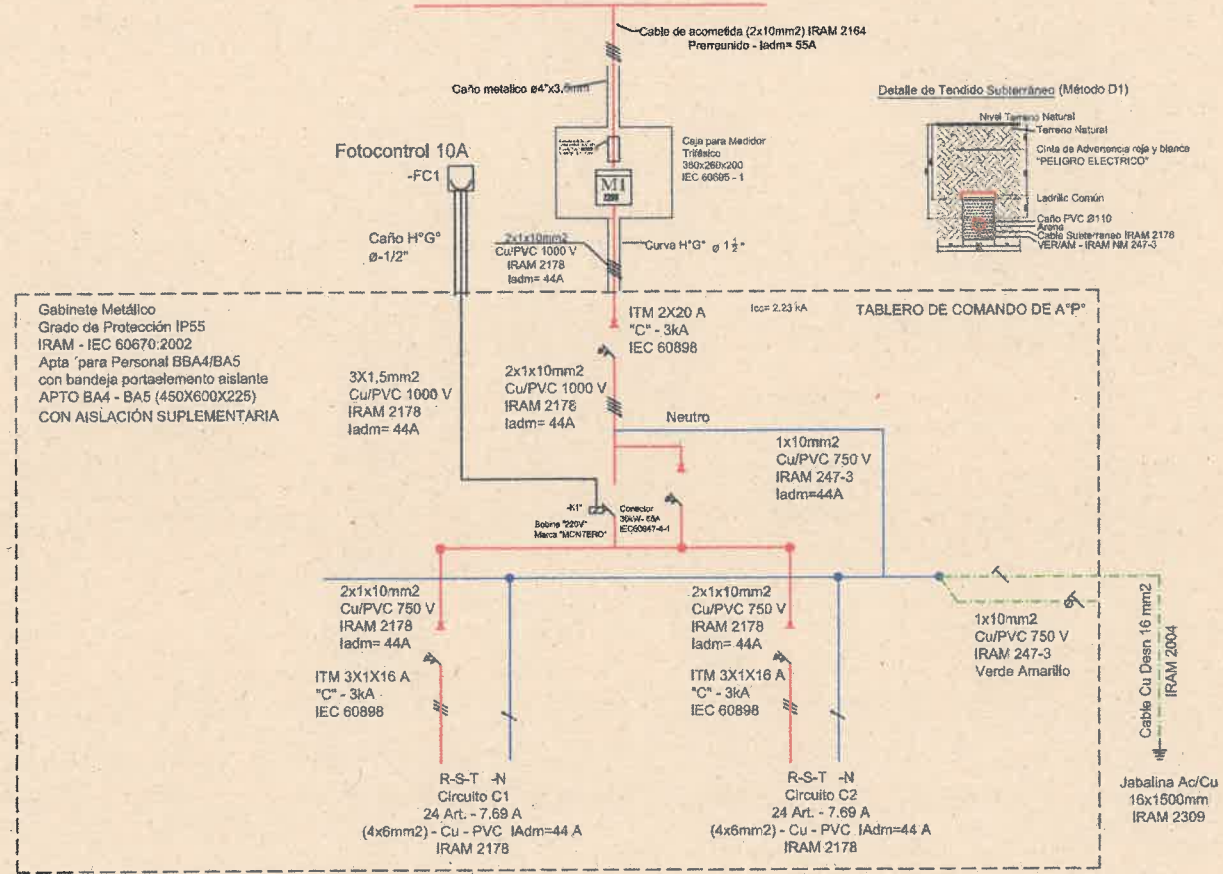

MUNICIPALIDAD DE LA CIUDAD DE SALTA
SECRETARIA DE OBRAS PUBLICAS

ABREVIATURAS


A°P°: Alumbrado público
Pot.: Potencia
FC.: Fotocontrol
M: Medidor
H°G°: Hierro galvanizado
ITM: Interruptor termomagnético
Iadm.: Intensidad admisible

REALIZADO EN:	ANSELMO ROJO N°41	LAMINA N°	04
Ubicación:	Director: Inili, tarifa	Intendente: Sr. Duran Emiliano	Fecha: 14/08/2025
Relevamiento: Ing Arturo Ovando	OBRA: PROYECTO PARQUE DE LA INTEGRACIÓN DEL GEF- ESQUEMA UNIFILAR UBICACIÓN: VIAL PASEO DE LA INTEGRACIÓN COORDINADOR: ING. PABLO BAUTISTA LUNA SUBSECRETARIA DE GESTION DE OBRAS PUBLICAS SECRETARIA DE OBRAS PUBLICAS MUNICIPALIDAD DE SALTA		
CAD: Ing. Agustina Alvarado			
Arch: Diagrama unifilar.dwg			
Escala: -			



TABLERO DE COMANDO
PROYECTO PARQUE DE LA INTEGRACIÓN

Tablero de A°P° N°2
Pot. - kW - A
RED AEREA DE BAJA TENSION

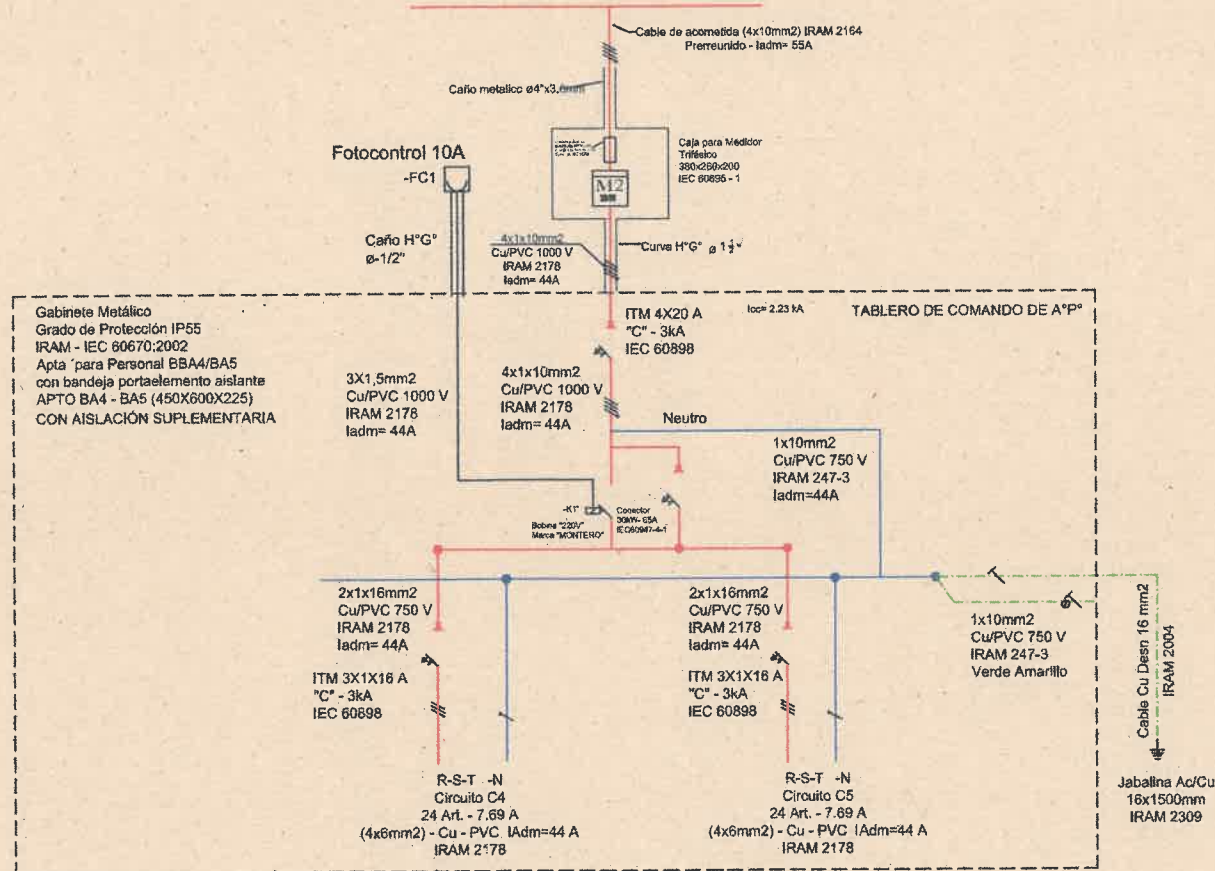

MUNICIPALIDAD DE LA CIUDAD DE SALTA
SECRETARIA DE OBRAS PUBLICAS

ABREVIATURAS

A°P°: Alumbrado público
Pot.: Potencia
FC.: Fotocontrol
M.: Medidor
H° G°: Hierro galvanizado
ITM.: Interruptor termomagnético
Iadm.: Intensidad admisible

REALIZADO EN: ANSELMO ROJO N°41

LAMINA N°

05

Ubicación: Director: Inti. Larita

Intendente: Sr. Duran Emiliano

Fecha: 14/08/2025

Relevamiento: Ing. Arturo Ovando

CAD: Ing. Agustina Alvarado

Arch: Diagrama unifilar dwg

Escala: Grafica

OBRA: PROYECTO PARQUE DE LA INTEGRACIÓN
DEL GEF- ESQUEMA UNIFILAR

UBICACIÓN: CIMA DE SALTA

SECRETARIA DE OBRAS PUBLICAS

MUNICIPALIDAD DE SALTA

Ing. CIVIL SERGIO D. ANDRADA FIGUEROA

COORDINADOR

SECRETARIO DE GESTION DE OBRAS PUBLICAS

SECRETARIA DE OBRAS PUBLICAS

MUNICIPALIDAD DE SALTA

Ing. CIVIL PABLO BAUTISTA LUNA

SUBSECRETARIO DE GESTION DE OBRAS PUBLICAS

SECRETARIA DE OBRAS PUBLICAS

MUNICIPALIDAD DE SALTA

MUNICIPALIDAD DE SALTA



